


PROFIL INSTALACJI KANALIZACJI SANITARNEJ DOZIEMNEJ


Skala 1:200

odcinek: ZB. – proj. bud.

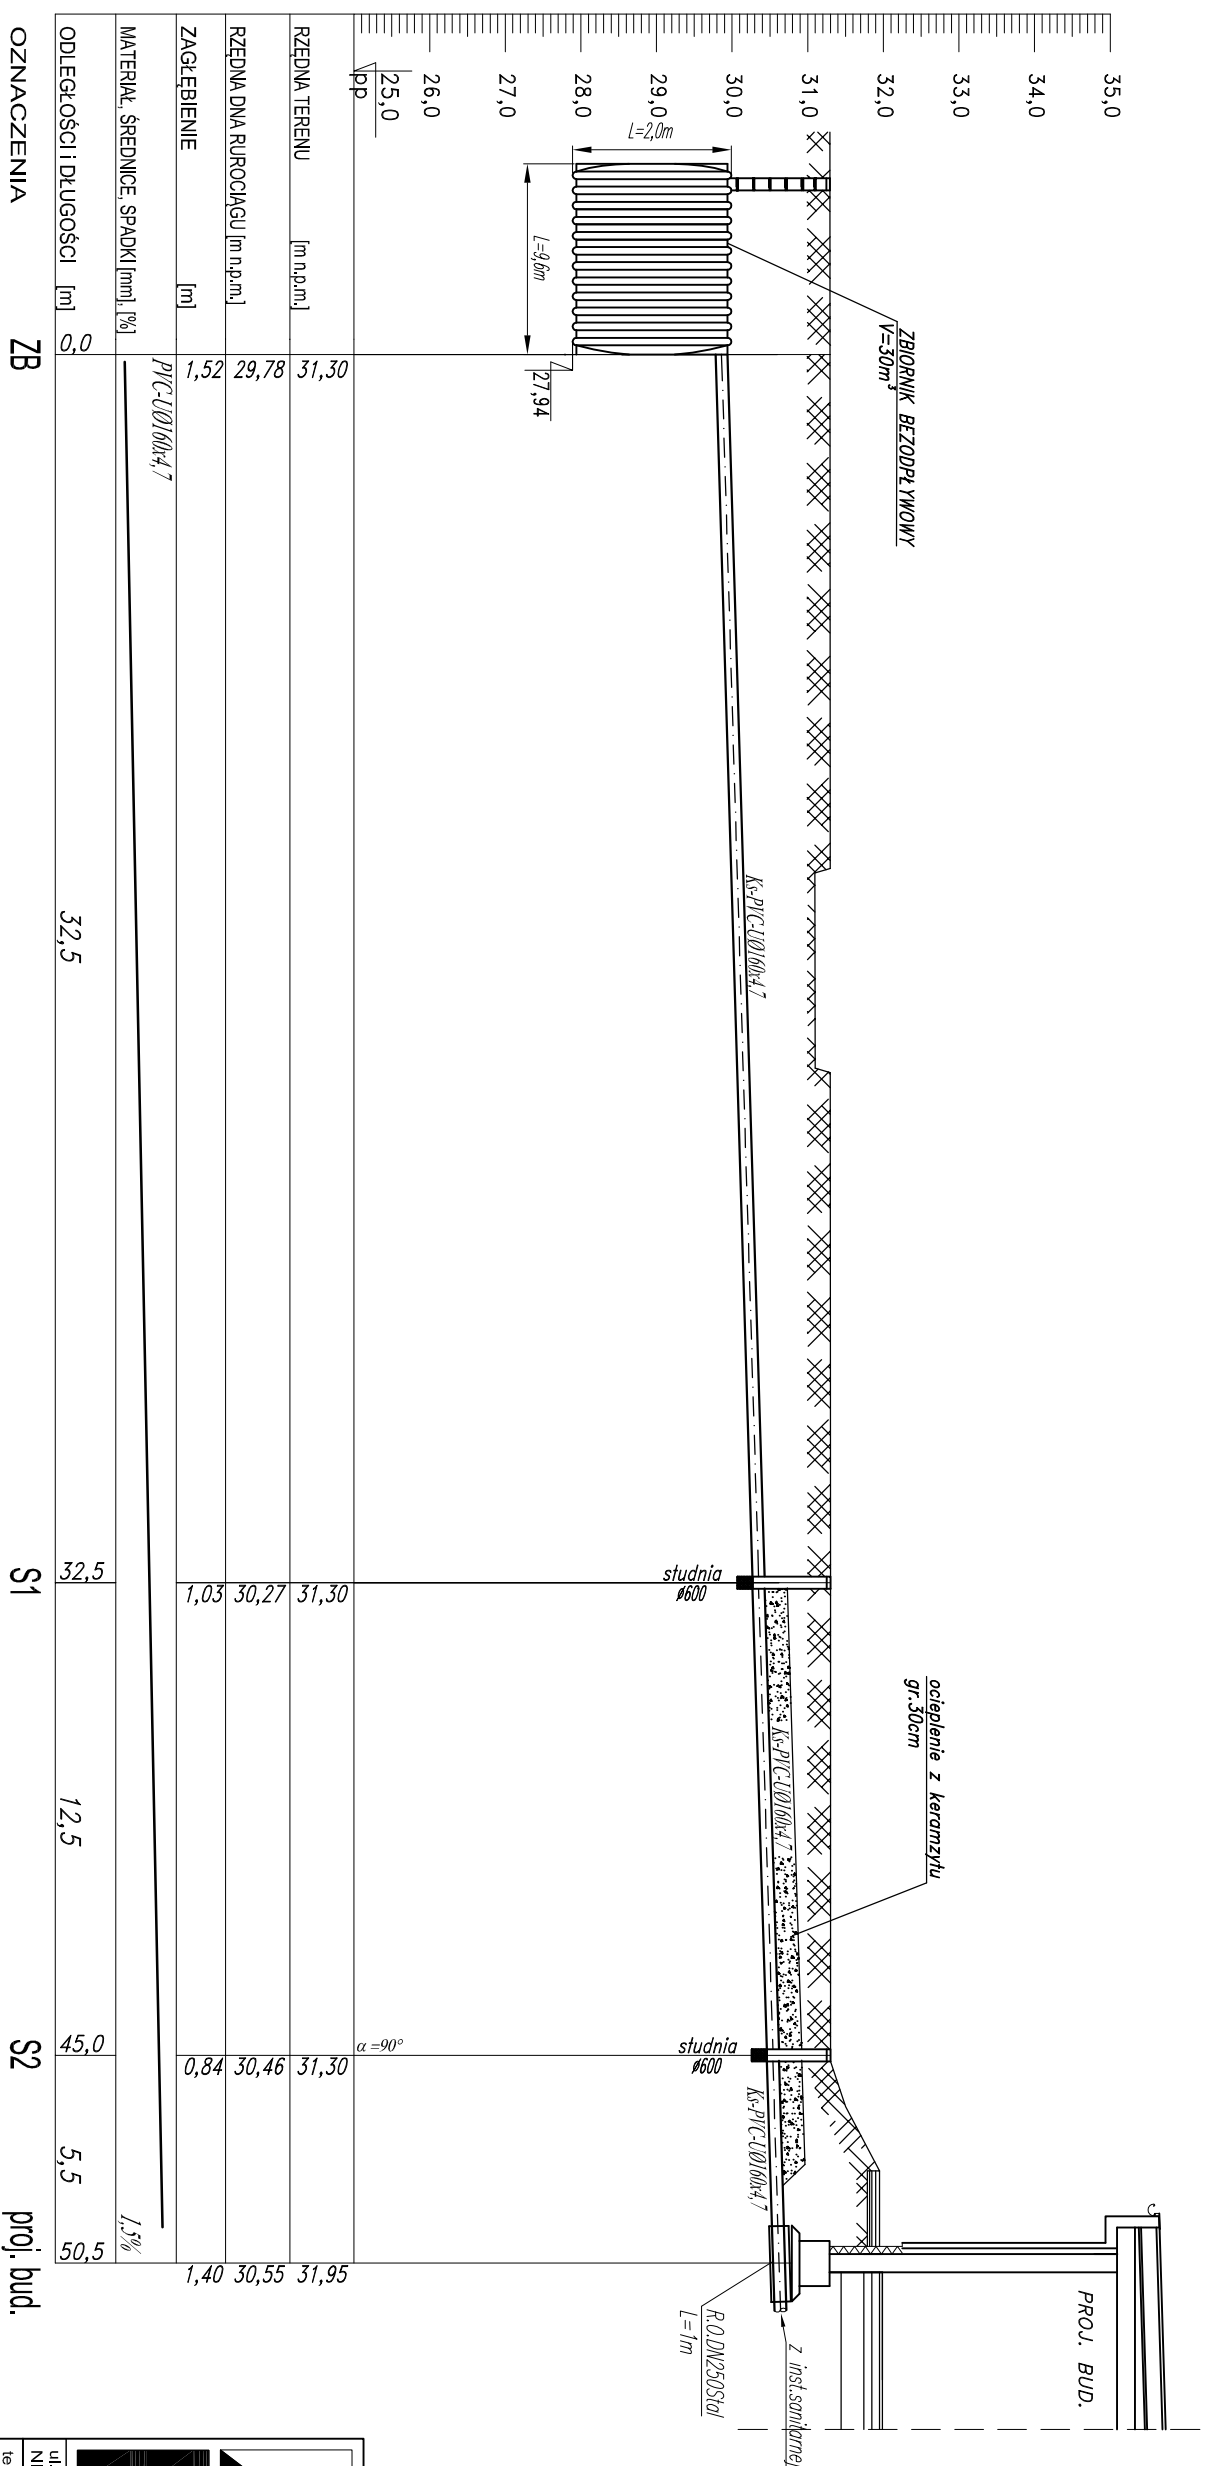

PRZEDNIA TERENU	[m n.p.m.]	31,30	31,30	31,30
PRZEDNIA DŁUGA RUROCIĄGU [m n.p.m.]		29,78	30,27	30,46
ZAGŁĘBIENIE	[m]	1,52	1,03	0,84
MATERIAŁ, ŚREDNICE, SPADKI [%]		<i>PlC-U0160h4,7</i> 1,5%		
ODLEGŁOŚCI I DŁUGOŚCI [m]	0,0	32,5	32,5	50,5
		32,5	12,5	5,5
			45,0	50,5
				1,40
				30,55
				31,95

OZNACZENIA	ZB	S1	S2	proj. br
------------	----	----	----	----------

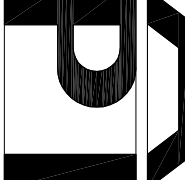			
ul. Stare Miasto 26/2 NIP 579-178-21-47 tel/fax +48 (55) 649 12 01, mobile +48 692 99 08 99 e-mail: ap1.malbork.pl e-mail: ap1@apl.malbork.pl		82-200 Malbork REGON 221144653	
PROFIL INSTALACJI DOZIEMNEJ KANALIZACJI SANITARNEJ			
Projekt: ROZBUDOWA BUDYNKU SZKOŁY I PODSTAWOWEJ W MOWIE WSI. PROJEKT BUDOWLANY WZĄSZ Z ZAKŁOSPODROBNIEJ I TERENU PROJEKT PRZECYACZA OKAZ INSTALACJI WODOKAN. GAZ C.O.I. WENTYLACJI MECHANICZNEJ			
Adres: 6/1/3 ob. Nowa Wieś, ul. Montuszy 22, Nowa Wieś Malborska, 82-200 Malbork		Inwestor: Gmina Malbork, ul. Ceglana 7, 82-200 Malbork	
Projektant: mgr inż. Jacek Popławski upr. nr POM/0139/POSO/04	Podpis:	Podpis:	
Sprawdzający: mgr inż. Adam Papaj upr. nr 1529/EU/90	Podpis:	Podpis:	
Kreslono: mgr inż. Kamila Wyszczawska	Podpis:	Podpis:	
Data: 29.01.2019	Skala: 1 : 200	Bieżąca: SANIT.	Rys. nr 03