


PROFIL INSTALACJI KANALIZACJI SANITARNEJ DOZIEMNEJ

Skala 1:100

odcinek: S1 – proj. bud.

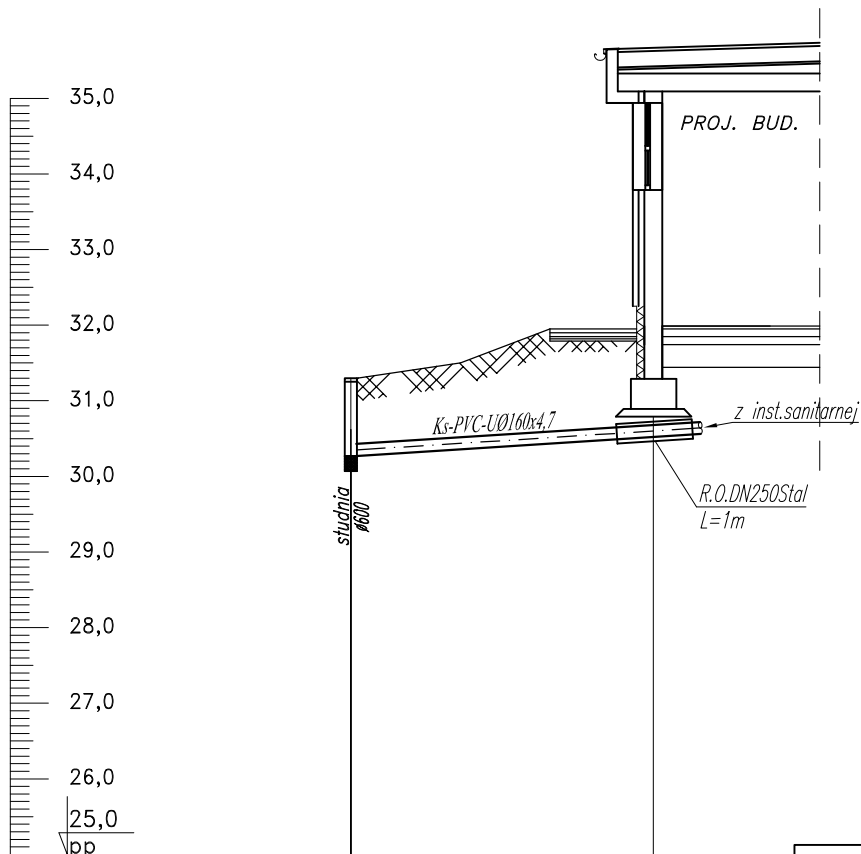

RZĘDNA TERENU [m n.p.m.]	31,30	31,95
RZĘDNA DNA RUROCIĄGU [m n.p.m.]	30,27	30,55
ZAGŁĘBIENIE [m]	1,03	1,40
MATERIAŁ, ŚREDNICE, SPADKI [mm], [%]	PVC-U Ø160x4,7	7%
ODLEGŁOŚCI I DŁUGOŚCI [m]	0,00	4,0

OZNACZENIA

S1

proj. bud.

		ARCHITEKTURA PLANOWANIE INWESTYCJE	
ul. Stare Miasto 26/2		82-200 Malbork	
NIP 579-178-21-47		REGON 221144653	
tel./fax +48 (55) 649 12 01, mobile +48 692 99 08 99			
adres: api.malbork.pl e-mail: api@api.malbork.pl			
Rysunek:			
PROFIL INSTALACJI DOZIEMNEJ KANALIZACJI SANITARNEJ			
Projekt: ROZBUDOWA BUDYNKU SZKOŁY PODSTAWOWEJ W NOWEJ WSI, PROJEKT BUDOWLANY WRAZ Z ZAGOSPODAROWANIEM TERENU PROJEKT PRZYŁĄCZA ORAZ INSTALACJI WOD-KAN, GAZ, C.O. I WENTYLACJI MECHANICZNEJ			
Adres: 32. 51/3 ob. Nowa Wieś, ul. Moniuszki 22, Nowa Wieś Malborska, 82-200 Malbork			
Inwestor: Gmina Malbork, ul. Ceglana 7, 82-200 Malbork			
Projektant:		Podpis:	
mgr inż. Jacek Popławski upr. nr POM/0139/POOS/04			
Sprawdzający:		Podpis:	
mgr inż. Adam Papaj upr. nr 1529/EL/90			
Kreśliła:		Podpis:	
mgr inż. Kamila Wyrwaszewska			
Data:	Skala:	Branża:	Rys. nr
29.01.2019	1 : 100	SANIT.	04