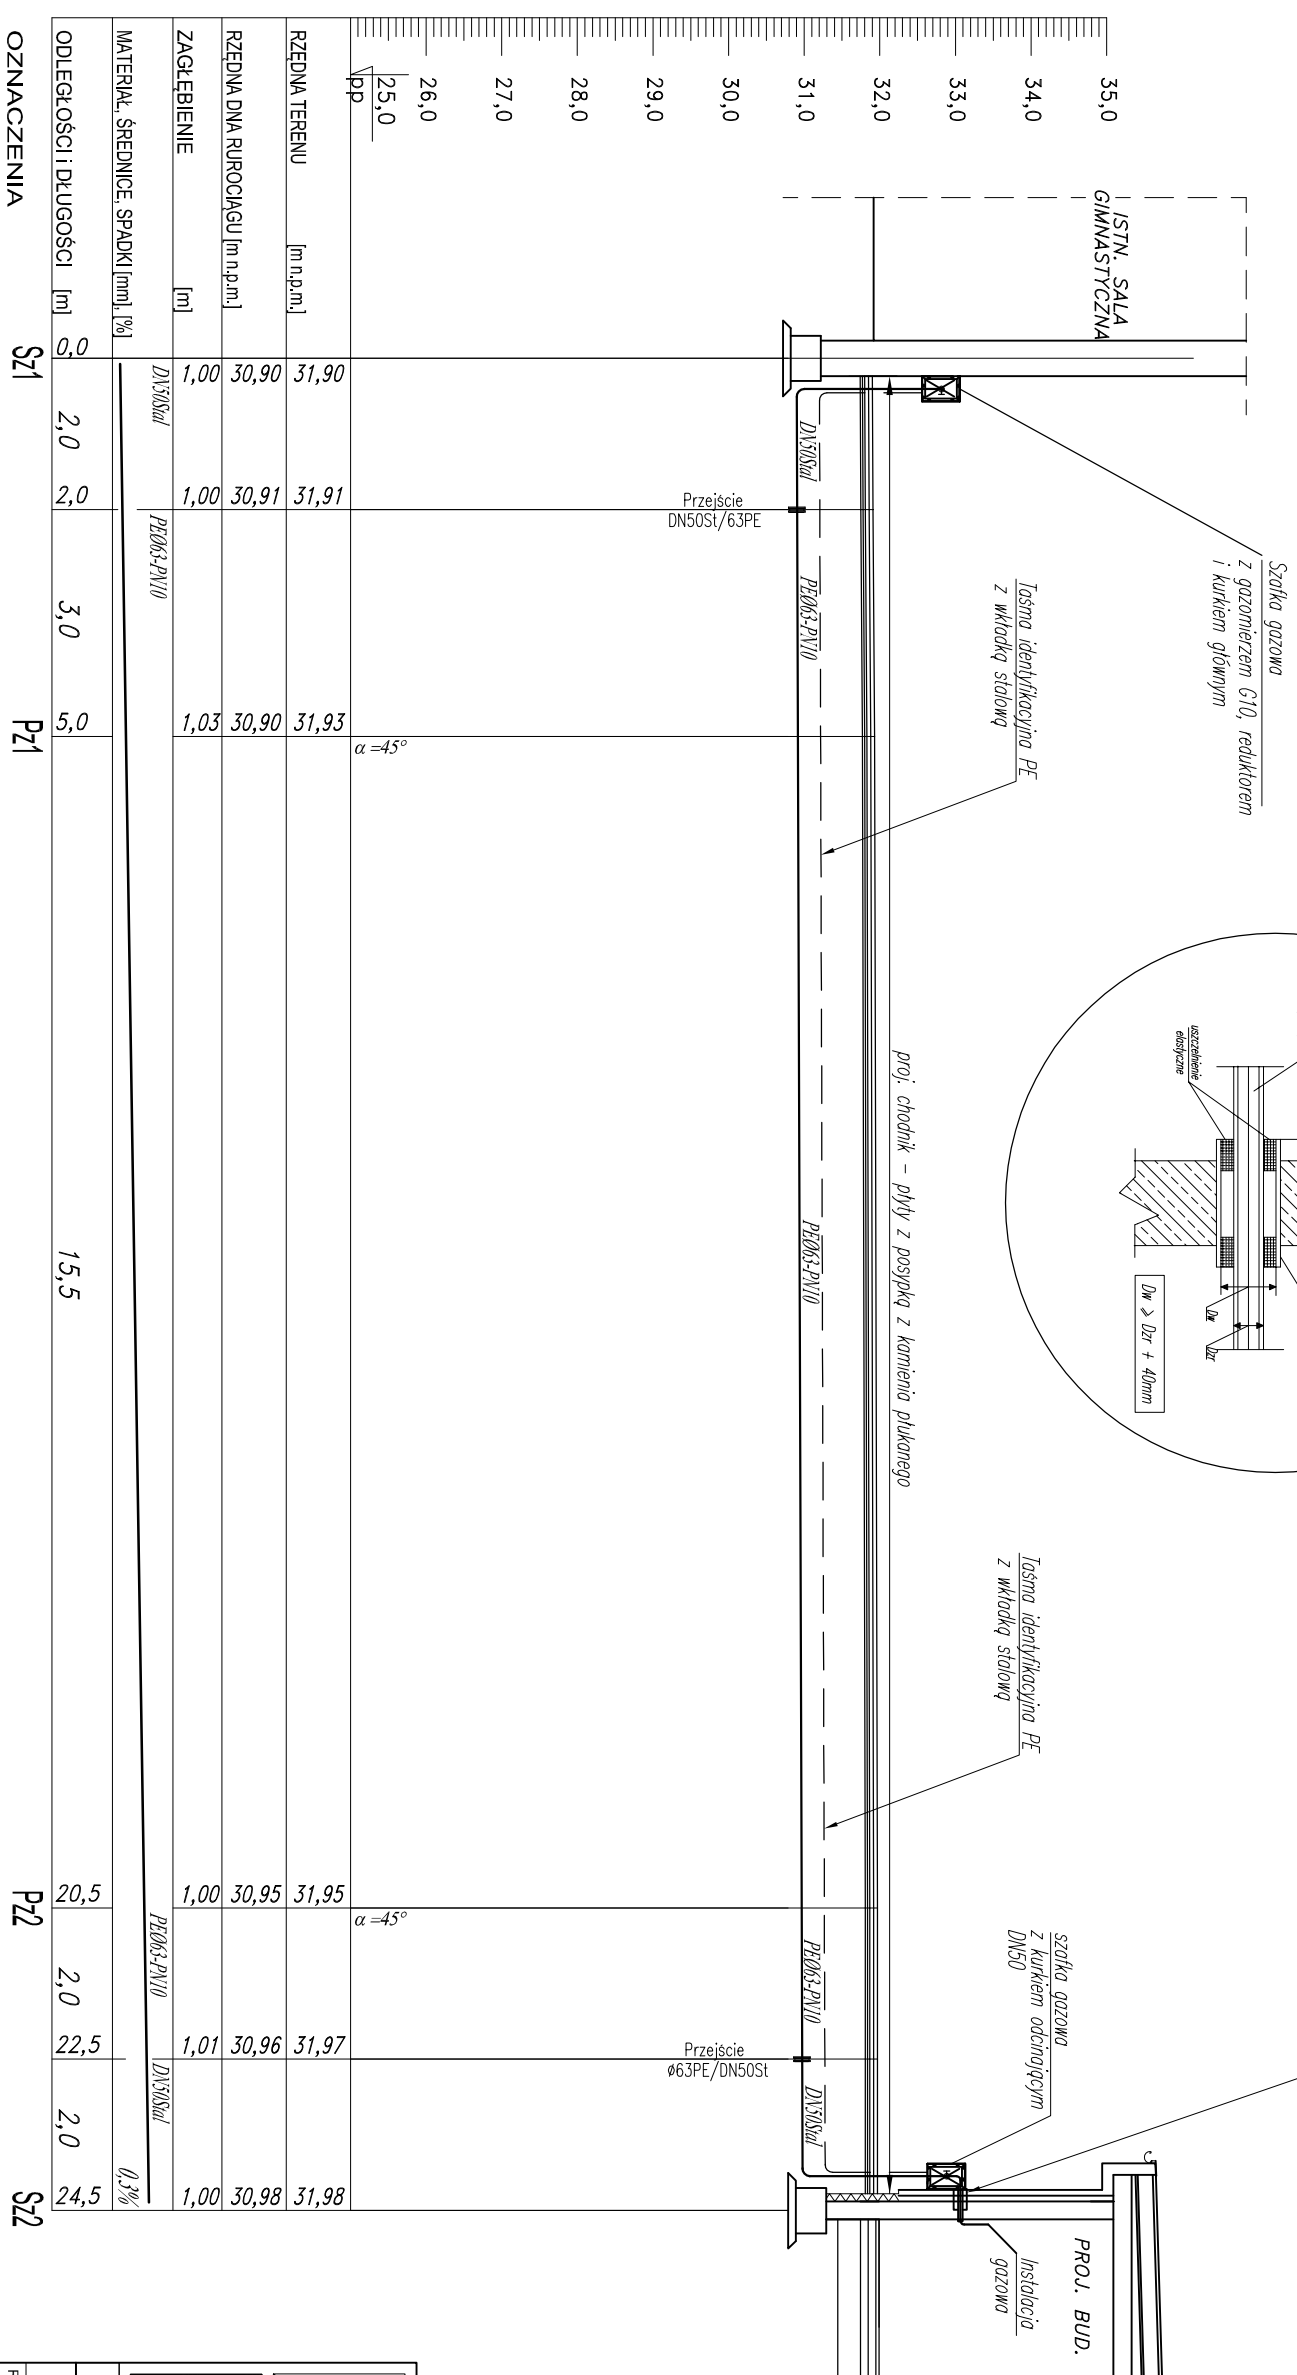


PROFIL INSTALACJI GAZOWEJ DOZIEMNEJ

Skala 1:100

odcinek: SZ1. – SZ2

[illegible]

OZNACZENIA

SZ1

Pz1

P22

S22

		82-200 Malbork REGION 22114655	
ul. Stare Miasto 26/2 NIP 579-178-21-47		tel/fax +48 (55) 649 12 01, mobile +48 692 99 08 99 adres: apl.malbork.pl e-mail: apl@apl.malbork.pl	
Rysunek:			
PROFIL INSTALACJI GAZOWEJ/DOZIEJNEJ			
PROJEKT: ROZBUDOWA BUDYNKU SZKOŁY I PODSTAWOWEJ W KOLEJNYM WSI PROJEKT BUDOWLANY WRAZ Z ZAGOSPODAROWANIEM TERENU PROJEKT PRZYŁĄCZA ORAZ INSTALACJI WOD-KAN GAZ C.O. I WENTYLACJI MECHANICZNEJ			
Adres: Os. 5/1/3 ob. Nowa Wieś, ul. Montuszczy 22, Nowa Wieś Malborska, 82-200 Malbork		Inwestor: Gmina Malbork, ul. Ceglana 7, 82-200 Malbork	
Projektant: mgr inż. Jacek Popławski upr. nr POM/0139/POOS/04		Podpis:	
Sprawdzający: mgr inż. Adam Papaj upr. nr 1529/EU/90		Podpis:	
Kreślił: mgr inż. Kamila Wyszawska		Podpis:	
Data: 28.01.2019	Skala: 1 : 200	Barwa: SANIT.	Rys. nr 08