
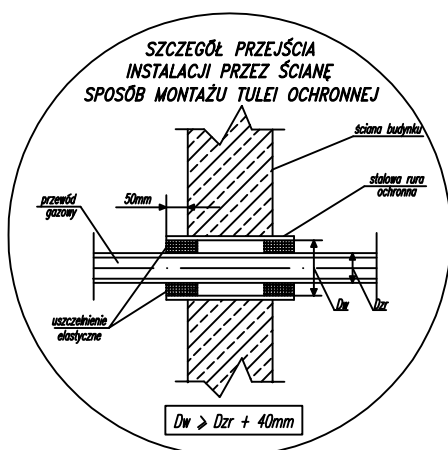



AKSONOMETRIA INSTALACJI GAZOWEJ skala 1:50

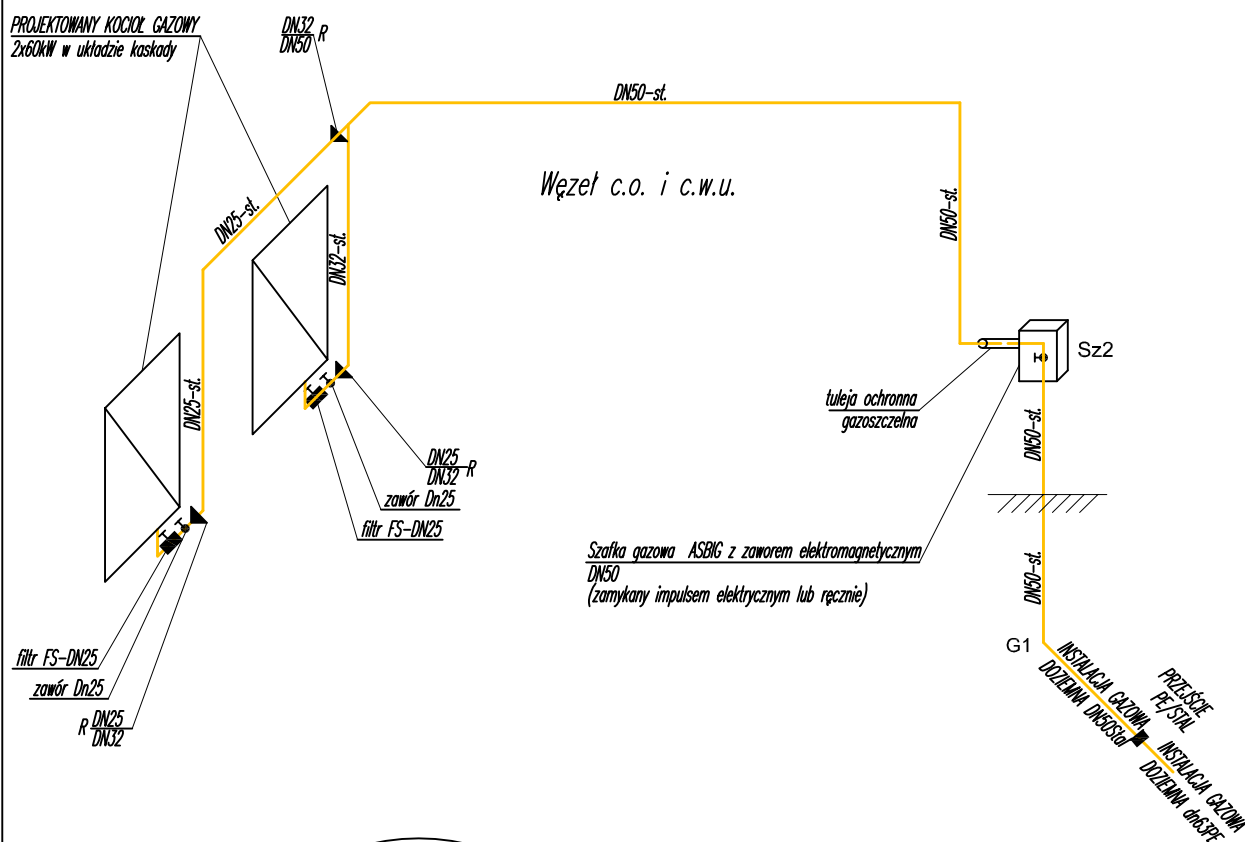

OZNACZENIE

G

projektowana instalacja gazowa
projektowany pion gazowy

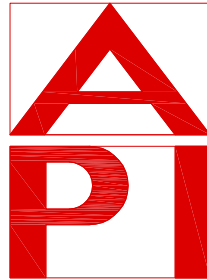		ARCHITEKTURA PLANOWANIE INWESTYCJE	
ul. Stare Miasto 26/2 NIP 579-178-21-47		82-200 Malbork REGON 221144653	
tel./fax +48 (55) 649 12 01, mobile +48 692 99 08 99 adres: api.malbork.pl e-mail: api@api.malbork.pl			
Rysunek: ROZWINIĘCIE INSTALACJI GAZOWEJ			
Projekt: ROZBUDOWA BUDYNKU SZKOŁY PODSTAWOWEJ W NOWEJ WSI, PROJEKT BUDOWLANY WRAZ Z ZAGOSPODAROWANIEM TERENU PROJEKT PRZYŁĄCZA ORAZ INSTALACJI WOD-KAN, GAZ, C.O. I WENTYLACJI MECHANICZNEJ			
Adres: dz. 51/3 ob. Nowa Wieś, ul. Moniuszki 22, Nowa Wieś Malborska, 82-200 Malbork			
Inwestor: Gmina Malbork, ul. Ceglana 7, 82-200 Malbork			
Projektant: mgr inż. Jacek Popławski upr. nr POM/0139/POOS/04		Podpis:	
Sprawdzający: mgr inż. Adam Papaj upr. nr 1529/EL/90		Podpis:	
Kreśliła: mgr inż. Kamila Wyrwaszewska		Podpis:	
Data: 29.01.2019	Skala: 1 : 100	Branża: SANIT.	Rys. nr 10