

UZGODNIENIE 44162/TTIDRRU/P/2017

z dnia 06-07-2017

Dotyczy: Projekt sieci wodociągowej projektowana zabudowa jednorodzinna, Nowa Wieś Malborska dz. nr 274, 278, 309/1, 309/16, 309/2, 309/28, 309/30, 8/272, 8/325, 8/347, 8/367.

Przedłożony projekt uzgadnia się na następujących warunkach:

1. Istniejąca sieć telekomunikacyjna podziemna/napowietrzna, będąca własnością Orange Polska, Dostarczanie i Serwis Usług, jest naniesiona na mapie sytuacyjno – wysokościowej.
2. Odkryte w trakcie prowadzenia prac, podziemne elementy infrastruktury telekomunikacyjnej OPL nie zinwentaryzowane geodezyjnie, należy zabezpieczyć i niezwłocznie powiadomić OPL, w celu określenia sposobu usunięcia kolizji.
Kontakt: Pan Wojciech Wohler tel. 504 016 379
3. **Inwestor jest zobowiązany zgłosić do OPL prace min. na 14 dni przed przystąpieniem do robót. Tryb i zasady zgłoszenia dostępne są na stronie: www.orange.pl/wniosekonadzor. Wykonywanie prac na sieci OPL bez zgłoszenia jest naruszeniem własności OPL i będzie zgłaszane organom ścigania!**
4. Podczas prowadzenia prac:
 - w pobliżu urządzeń Orange Polska prace ziemne należy prowadzić ręcznie, z zachowaniem szczególnej ostrożności, przy skrzyżowaniach i zbliżeniach z urządzeniami OPL zachować odległości wynikające z polskich i branżowych norm.
 - w razie odkrycia urządzeń telekomunikacyjnych należy je zabezpieczyć przed uszkodzeniem i osiadaniami ziemi. Skrzyżowania i zbliżenia należy wykonać zgodnie z wymaganiami Rozporządzenia Ministra Infrastruktury z 26.10.2005, a przed zasypaniem urządzeń, w celu stwierdzenia poprawności wykonania prac i braku uszkodzeń na urządzeniach OPL, należy skontaktować się z pracownikiem OPL wymienionym w punkcie 2.
 - przed rozpoczęciem prac ziemnych, ustalić głębokość ułożenia podziemnej infrastruktury OPL metodą przekopu próbnego. W szczególnych przypadkach prace ziemne prowadzić pod nadzorem pracownika OPL,
 - przy niwelacji terenu doprowadzić do zachowania normatywnej głębokości dla infrastruktury OPL,
 - dokonać regulacji ram i pokryw studni kablowych do poziomu wyznaczonego przez projektowane rzędne. Koszty związane z regulacją, wymianą i naprawą uszkodzonych elementów studni oraz innych urządzeń telekomunikacyjnych podczas prowadzonych prac ponosi Inwestor,
 - **w miejscach skrzyżowań oraz na planowanych wjazdach, na infrastrukturze OPL zastosować osłonowe rury dwudzielne lub inne trwałe zabezpieczenie.**
5. Orange Polska Dostarczanie i Serwis Usług, zobowiązuje Inwestora i Wykonawcę robót do prowadzenia prac w sposób wykluczający możliwość uszkodzenia naszych urządzeń i powstania awarii sieci telekomunikacyjnej oraz pokrycia wszelkich kosztów związanych z powstaniem awarii sieci telekomunikacyjnej na skutek prowadzenia tych prac,
6. Zakończenie zadania inwestycyjnego wymaga zgłoszenia do OPL w celu sprawdzenia prawidłowości wykonania prac. Kontakt zgodnie z punktem 2.
7. Ze względu na możliwość wystąpienia zmian w zasobach infrastruktury telekomunikacyjnej na obszarze objętym projektem, niniejsze Uzgodnienie ważne jest 12 miesięcy od daty jego wydania.
8. Uzgodnienie niniejsze ważne jest wraz z ostemplowaną przez nas mapą do celów projektowych.
9. Inne uwagi:

Waldemar Sokołowski

Dział Ewidencji i Zarządzania Danymi
o Infrastrukturze Olsztyn

OZNACZENIA:

URZĄDZENIA PROJEKTOWANE

W SIEĆ WODOCIĄGOWA
HP WĘZŁY WŁĄCZENIOWE
HYDRANT PRZECIWOŻAROWY

URZĄDZENIA ISTNIEJĄCE

W SIEĆ WODOCIĄGOWA
HPI HYDRANT PRZECIWOŻAROWY
eNN SIEĆ ELEKTROENERGETYCZNA
t SIEĆ TELEKOMUNIKACYJNA
S SIEĆ GAZOCIĄGOWA

URZĄDZENIA WCZEŚNIEJ PROJEKTOWANE

Ks SIEĆ KANALIZACJI SANITARNEJ GRAWITACYJNEJ
Ks tłocz. SIEĆ KANALIZACJI SANITARNEJ TŁOCZNEJ
eN PRZYŁĄCZE ELEKTROENERGETYCZNE

Orange Polska S.A.
Dostarczanie i Serwis Usług
Dział Ewidencji i Zarządzania Danymi
o Infrastrukturze 6-Olsztyn

44162/TT/DREU/P/2017 r.

Uzgodniono z zastrzeżeniem uwag.....


Wg przekazanego załącznika

Gdańsk 06.07.2017

Miejscowość Data Podpis

Waldemar Sokołowski

Jgr.
Dział Ewidencji i Zarządzania Danymi
o Infrastrukturze Olsztyn

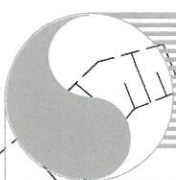

HYDRO-TERM


BIURO PROJEKTOWO-INWESTYCYJNE

82-200 MALBORK Al. Wojska Polskiego 90A/b tel. (0-55) 272-70-81 e-mail: biuro@hydroterm.strefa.pl NIP579-113-23-72

ZADANIE: PROJEKT SIECI WODOCIĄGOWEJ PROJEKTOWANA ZABUDOWA MIESZKANIOWA JEDNORODZINNA	Branża: SANITARNA	Data: 05.2017r.	
LOKALIZACJA: NOWA WIEŚ, gm. MALBORK, dz. Nr 274, 278, 309/1, 309/16, dz. Nr 309/2, 309/28, 309/30, 8/272, 8/325, 8/347, 8/367 j.ewid. Malbork [220904_2], obr. Nowa Wieś [220904_2.0010]	Projektant: mgr inż. Adam Papaj 1529/EL/90 Uprawnienia budowlane w specjalności instalacyjno-inżynierskiej POM/IS/3649/01		Skala 1:1000
TYTUŁ RYS. PLAN ZAGOSPODAROWANIA TERENU	Asystent: mgr inż. Michał Wdowiak		Rys. 1
	Sprawdzający: mgr inż. Jacek Popławski POM/0139/POOOS/04 Uprawnienia budowlane bez ograniczeń w specjalności instalacyjnej POM/IS/0213/05		Nr zlecenia 7028

Woj. USŁUGI GEODEZYJNE
Marek Rybakowski
Pow. -200 Malbork Al. Wojska Polskiego 90A/B
Gmii tel.-fax 55-272-01-98
Obrę tel.kom. 603-69-13-02

Zestawienie arkuszy

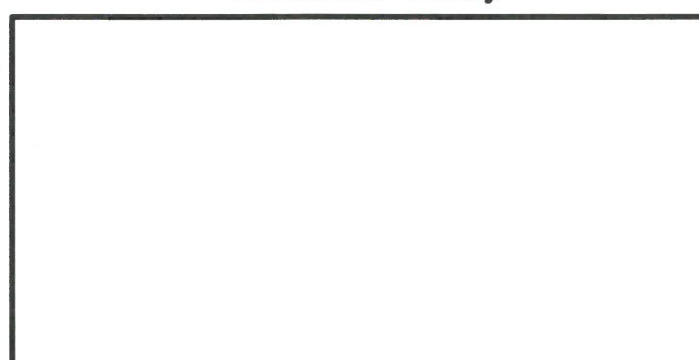

Obie Kierownik roboty : 26.04.2017