

21P
my

Do BPI HYDRO-TERM
Aleja Wojska Polskiego 90A/B
82-200 Malbork

Kwidzyn, 06 lipiec 2017 r.

Znak EOP-69MMD-000396-2017

Dot. Uzgodnienia w zakresie kolizji z istniejącą siecią elektroenergetyczną będącą własnością ENERGA-OPERATOR SA Oddział w Olsztynie.

Obiekt: **Projekt budowy sieci wodociągowej dla projektowanej zabudowy mieszkaniowej jednorodzinnej w Nowej Wsi gm. Malbork, dz. nr 274, 278, 309/1, 309/16, 309/2, 309/28, 309/30, 8/272, 8/325, 8/347, 8/367.**

Uzgodnienie nr PZT/000634/69/17

ENERGA-OPERATOR SA Oddział w Olsztynie Rejon Dystrybucji w Kwidzynie potwierdza występowanie linii kablowej 0,4 kV oraz 15 kV naniesionej na mapie i uzgadnia w/w projekt z następującymi uwagami:

1. O rozpoczęciu robót powiadomić pisemnie Rejon Dystrybucji w Kwidzynie Dział Eksploatacji ul. Łąkowa 38 82-500 Kwidzyn. Do zawiadomienia dołączyć mapę z projektu realizowanego zadania oraz określić: termin wykonania prac, nazwę firmy prowadzącej prace, osoby odpowiedzialne za prowadzenie robót.
2. Prace ziemne przy skrzyżowaniach i zbliżeniach z kablami prowadzić ręcznie. Szczegółowe przebiegi tras urządzeń elektroenergetycznych należy ustalić na podstawie przekopów kontrolnych. Miejsca skrzyżowań i zbliżeń do istniejącego kabla zabezpieczyć zgodnie z normą N SEP-E-004. W przypadku zmian rzędnych wysokościowych terenu objętego uzgadnianym planem zagospodarowania, krzyżujące linie kablowe należy doprowadzić do ułożenia na głębokości zgodnej z normą N SEP-E-004 w oparciu o wniosek o usunięcie kolizji. Miejsca skrzyżowań zgłosić przed zasypaniem do RD w Kwidzynie ul. Łąkowa 38 Dział Eksploatacji.
3. Przy wykonywaniu robót napotkane urządzenia elektroenergetyczne traktować jako czynne (pod napięciem - mogące grozić porażeniem) i zachować warunki bezpieczeństwa.
4. Koszty naprawy i poniesione straty, jak również utracone korzyści przez Rejon Dystrybucji w Kwidzynie, w efekcie uszkodzeń urządzeń elektroenergetycznych podczas wykonawstwa robót pokrywa wykonawca.
5. Inne ustalenia:
 - 5.1. Na planie zagospodarowania terenu naniesiono orientacyjny przebieg projektowanej linii kablowej 0,4kV.
 - 5.2. Uzgodnienie ważne jest 1 rok, integralną częścią uzgodnienia jest załącznik graficzny.

Z poważaniem

Dyrektor
Rejonu Dystrybucji
Marek Muślański

Uzgodnienie wykonał(a):
Katarzyna Czolba T: 55 66 77 656
Kopię otrzymują: 69MMD a/a
Czolba

ENERGA-OPERATOR SA
ul. Marynarki Polskiej 130, 80-557 Gdańsk
Oddział w Olsztynie
Rejon Dystrybucji w Kwidzynie
ul. Łąkowa 38, 82-500 Kwidzyn
KRS 0000033455
NIP 583-000-11-90
Regon 190275904-00068

Uzgodnienie nr PT/1000634/63/17 w zakresie
kolizji z istniejącą siecią elektroenergetyczną
ENERGA-OPERATOR SA
Oddział w Olsztynie Rejon Dystrybucji w Kwidzynie
Treść uzgodnienia w załączeniu
Kwidzyn, dnia 06.07.2017 Gustaw
podpis

OZNACZENIA:

*****URZĄDZENIA PROJEKTOWANE*****


W SIEĆ WODOCIĄGOWA
W WĘZŁY WŁĄCZENIOWE
HP HYDRANT PRZECIWPOŻAROWY

*****URZĄDZENIA ISTNIEJĄCE*****

W SIEĆ WODOCIĄGOWA
HPI HYDRANT PRZECIWPOŻAROWY
eNN SIEĆ ELEKTROENERGETYCZNA
t SIEĆ TELEKOMUNIKACYJNA
SIEĆ GAZOCIĄGOWA

*****URZĄDZENIA WCZEŚNIEJ PROJEKTOWANE*****

Ks SIEĆ KANALIZACJI SANITARNEJ GRAWITACYJNEJ
Ks tłocz. SIEĆ KANALIZACJI SANITARNEJ TŁOCZNEJ
eN PRZYŁĄCZE ELEKTROENERGETYCZNE

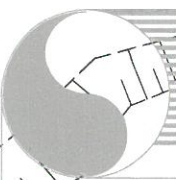


HYDRO-TERM
BIURO PROJEKTOWO-INWESTYCYJNE

82-200 MALBORK Al. Wojska Polskiego 90A/b tel. (0-55) 272-70-81 e-mail: biuro@hydroterm.strefa.pl NIP579-113-23-72

ZADANIE: PROJEKT SIECI WODOCIĄGOWEJ PROJEKTOWANA ZABUDOWA MIESZKANIOWA JEDNORODZINNA	Branża: SANITARNA	Data: 05.2017r.	
LOKALIZACJA: NOWA WIEŚ, gm. MALBORK, dz. Nr 274, 278, 309/1, 309/16, dz. Nr 309/2, 309/28, 309/30, 8/272, 8/325, 8/347, 8/367 j.ewid. Malbork [220904_2], obr. Nowa Wieś [220904_2.0010]	Projektant: mgr inż. Adam Papaj 1529/EL/90 Uprawnienia budowlane w specjalności instalacyjno-inżynierskiej POM/IS/3649/01		Skala 1:1000
TYTUŁ RYS. PLAN ZAGOSPODAROWANIA TERENU	Asystent: mgr inż. Michał Wdowiak		Rys. 1
	Sprawdzający: mgr inż. Jacek Popławski POM/0139/POOOS/04 Uprawnienia budowlane bez ograniczeń w specjalności instalacyjnej POM/IS/0213/05		Nr zlecenia 7028

Woj.:
Powi: 200 Malbork Al. Wojska Polskiego 90A/B
Gmin:
Obrę:
tel.-fax 55-272-01-98
tel.kom. 603-69-13-02

Zestawienie arkuszy

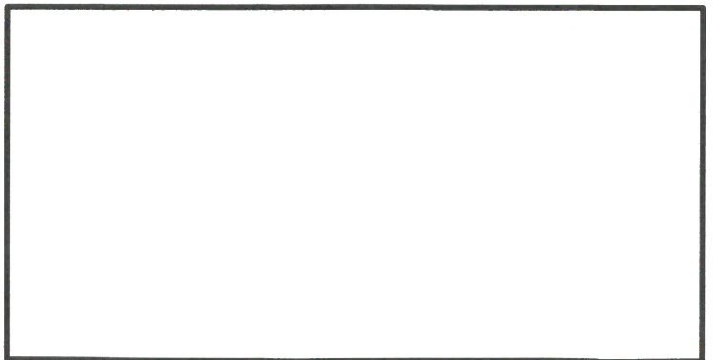

Obiekt: Kierownik roboty : 26.04.2017