
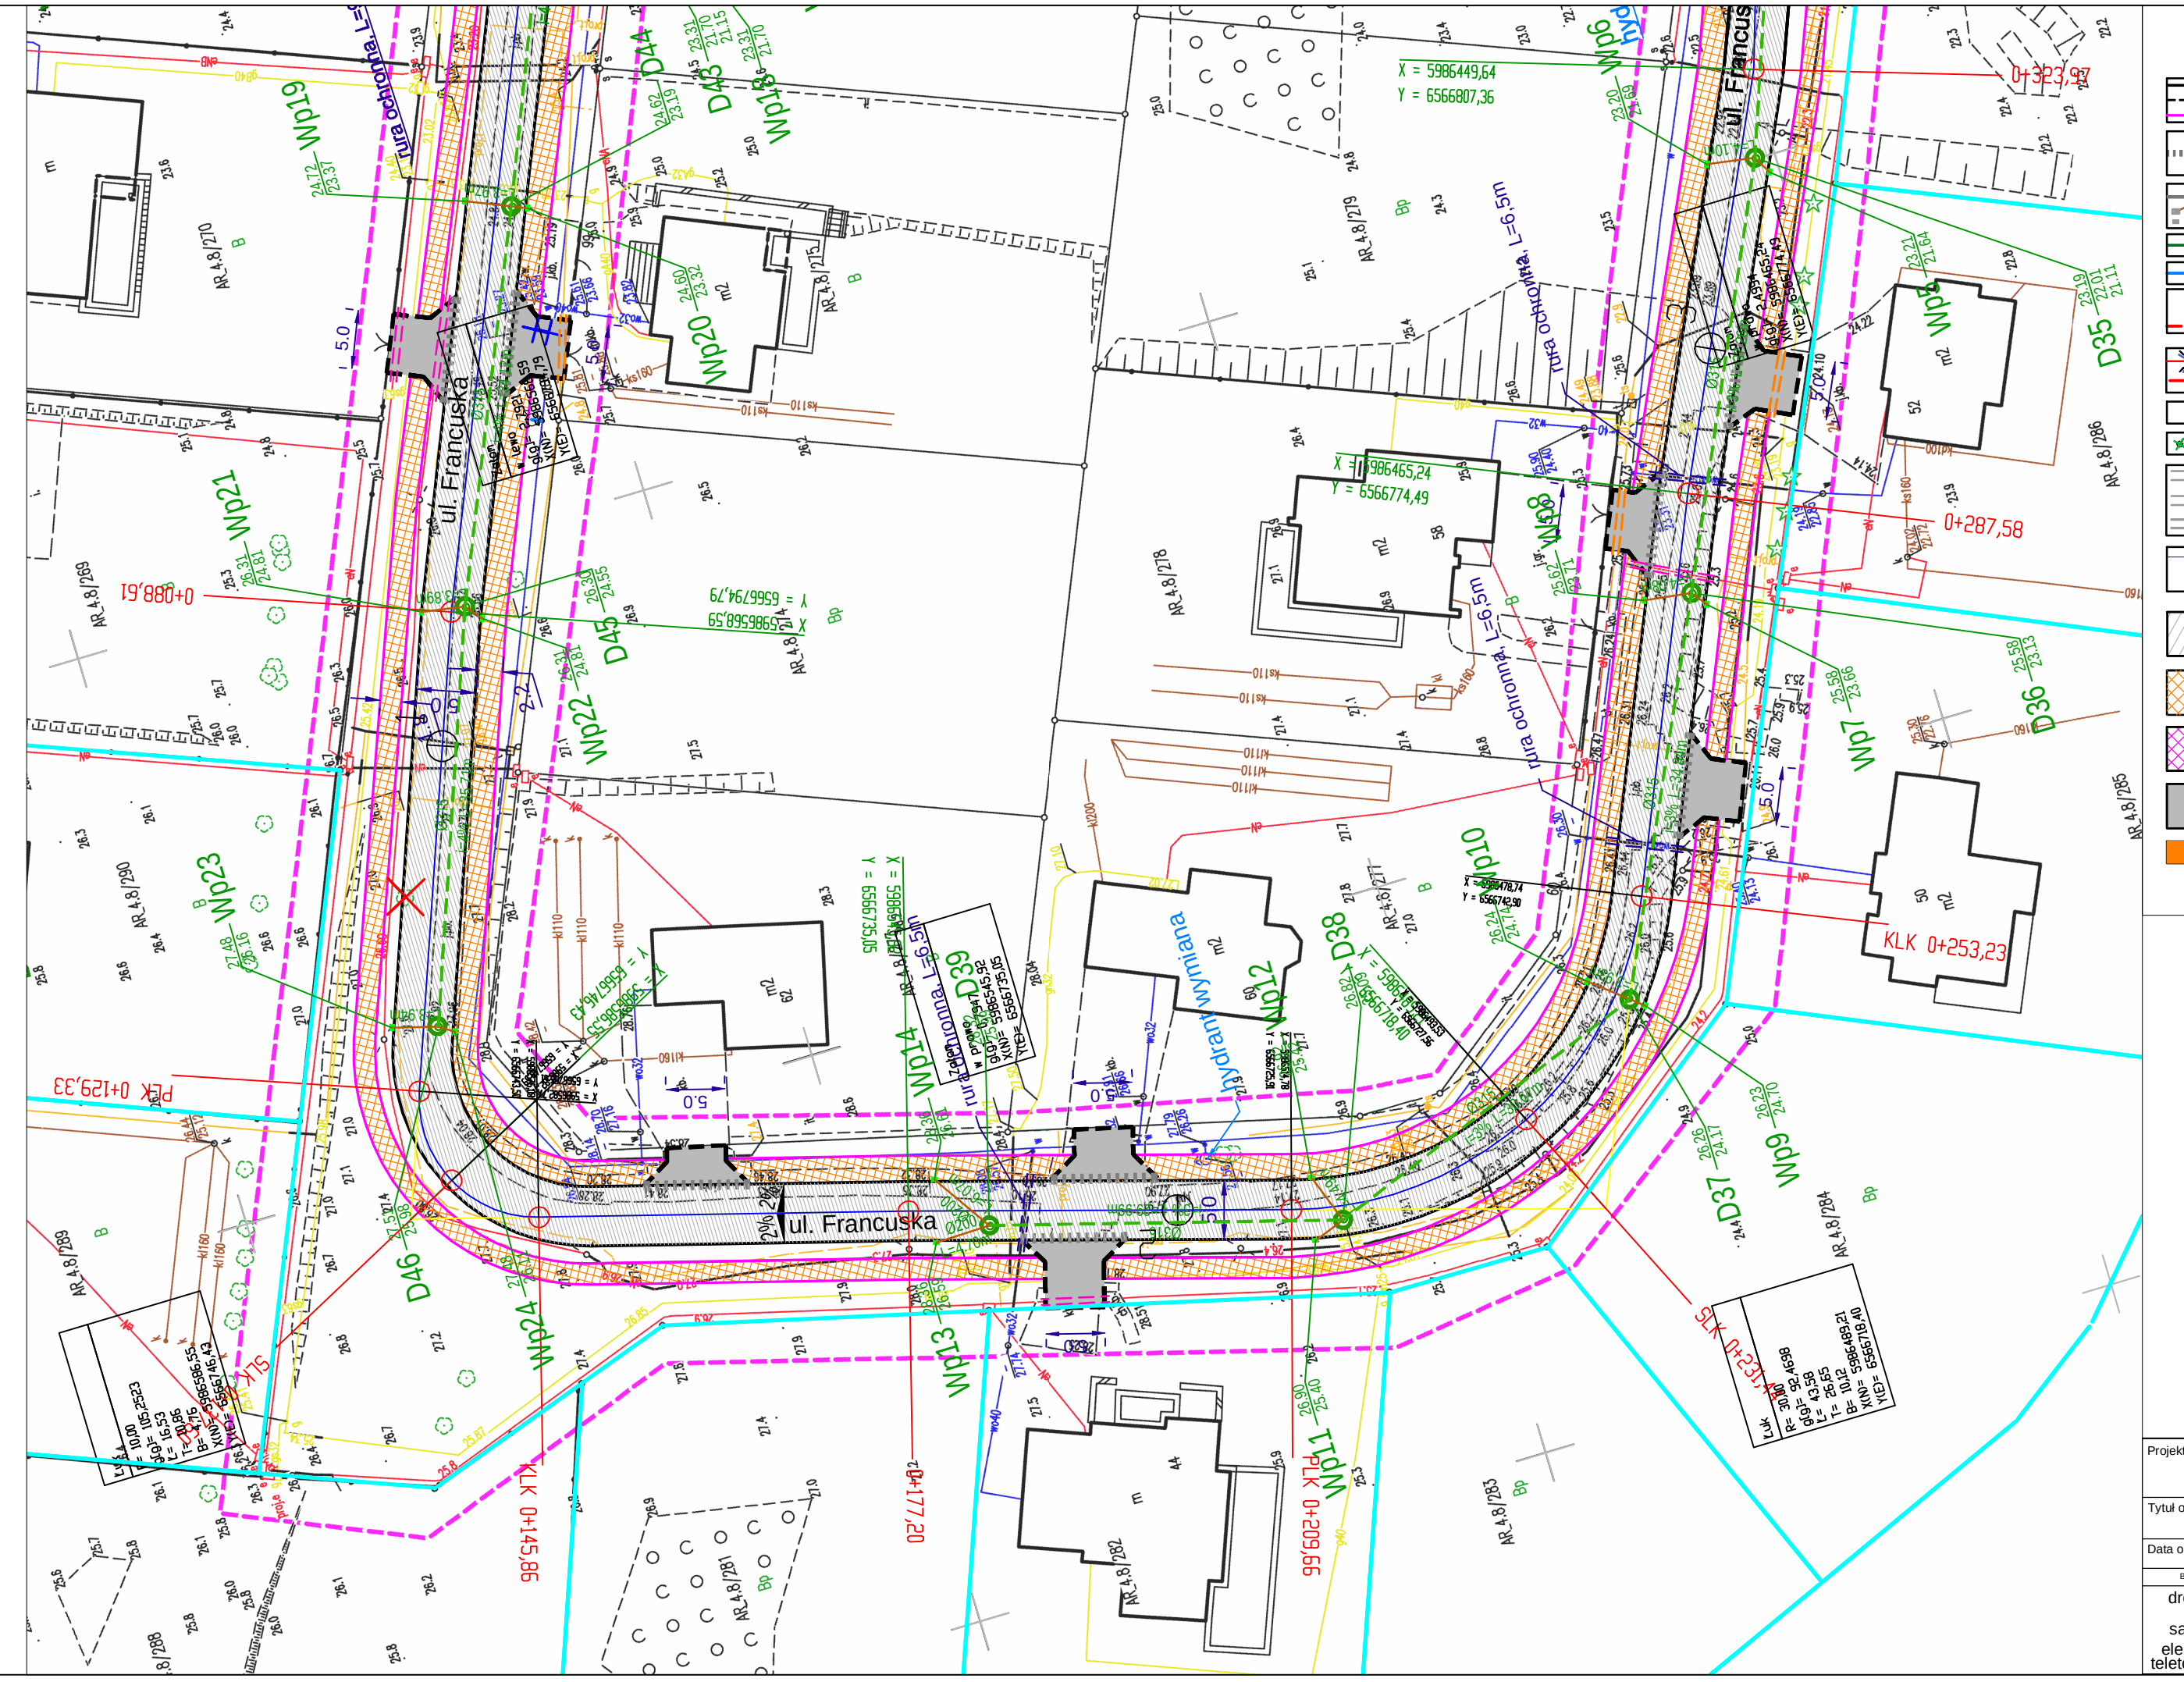
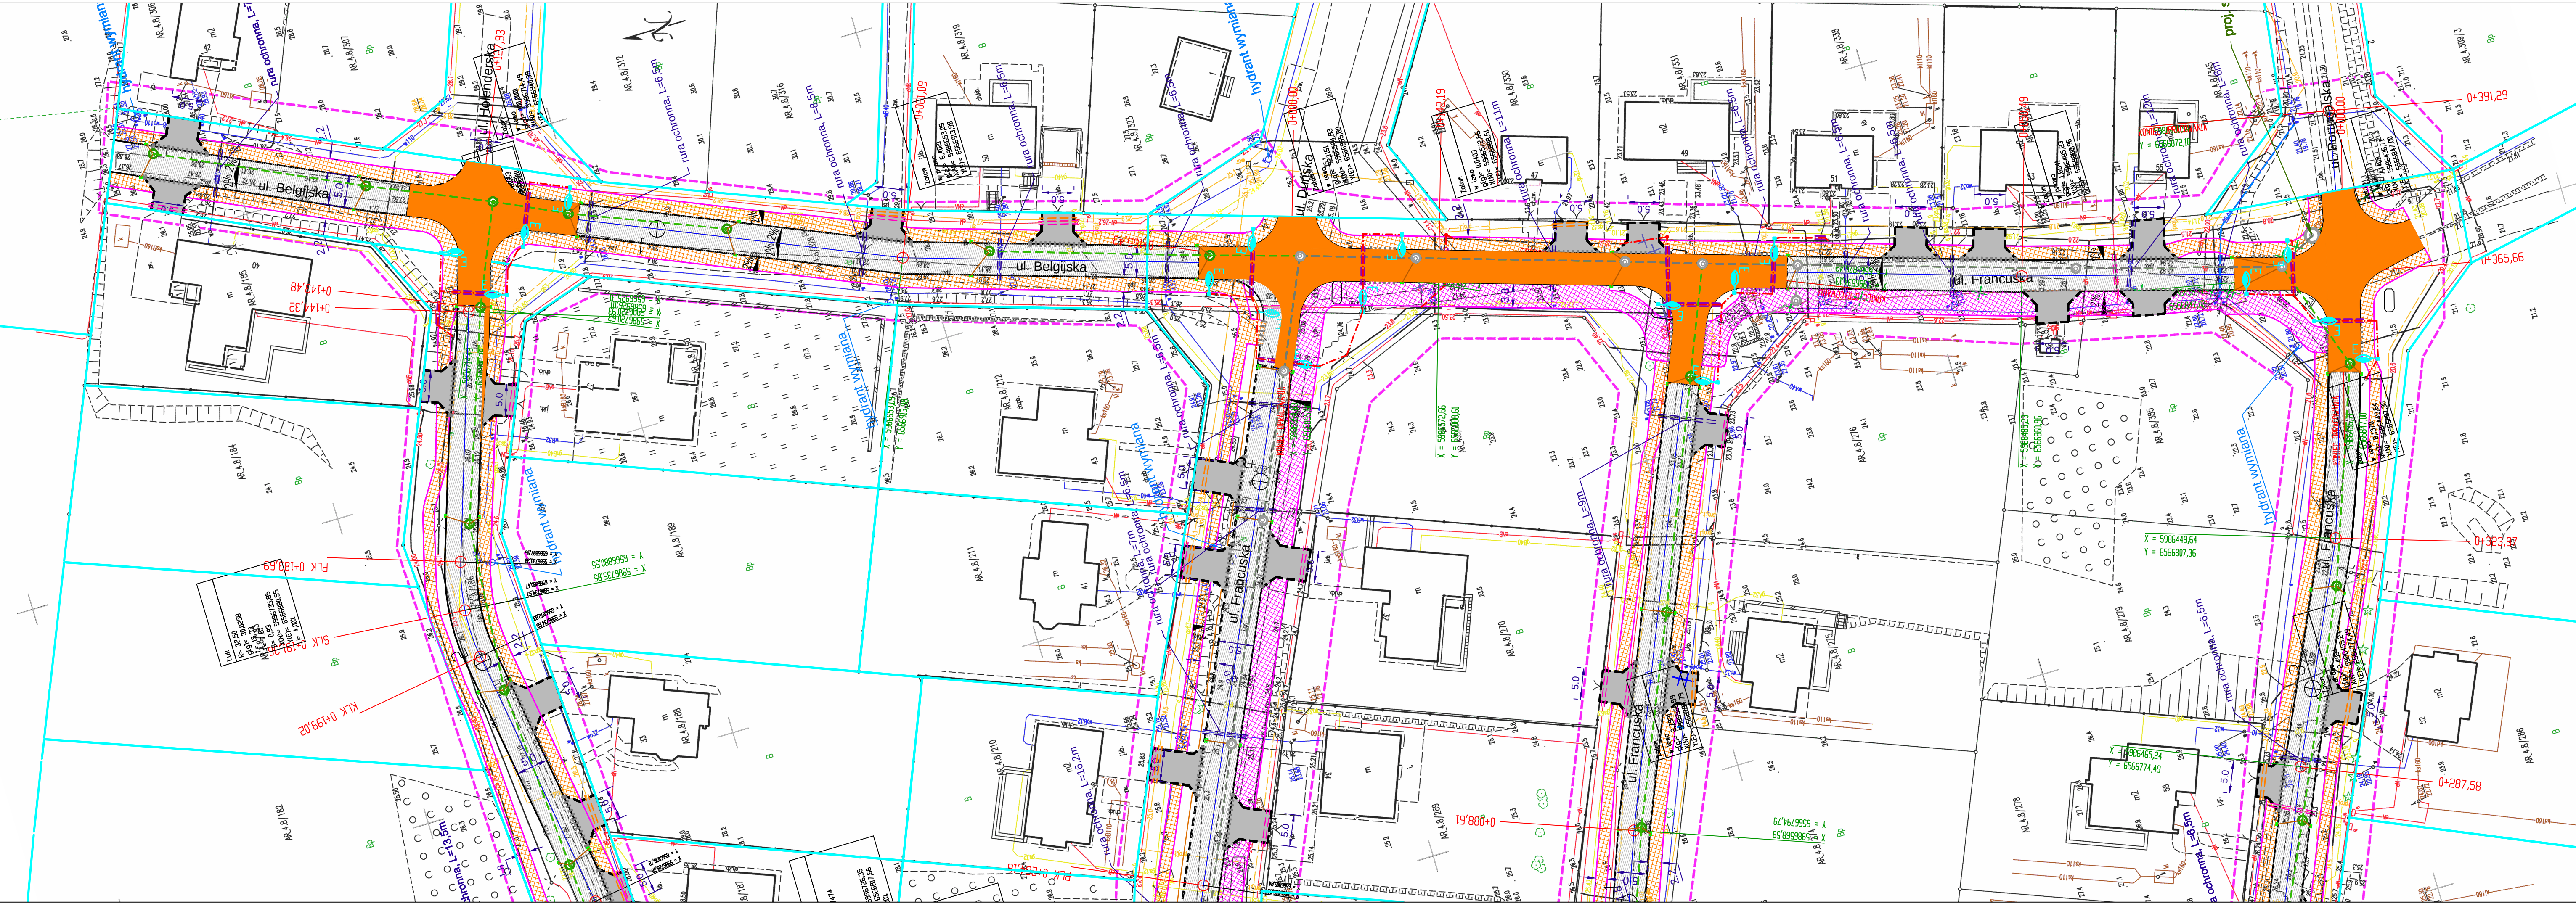


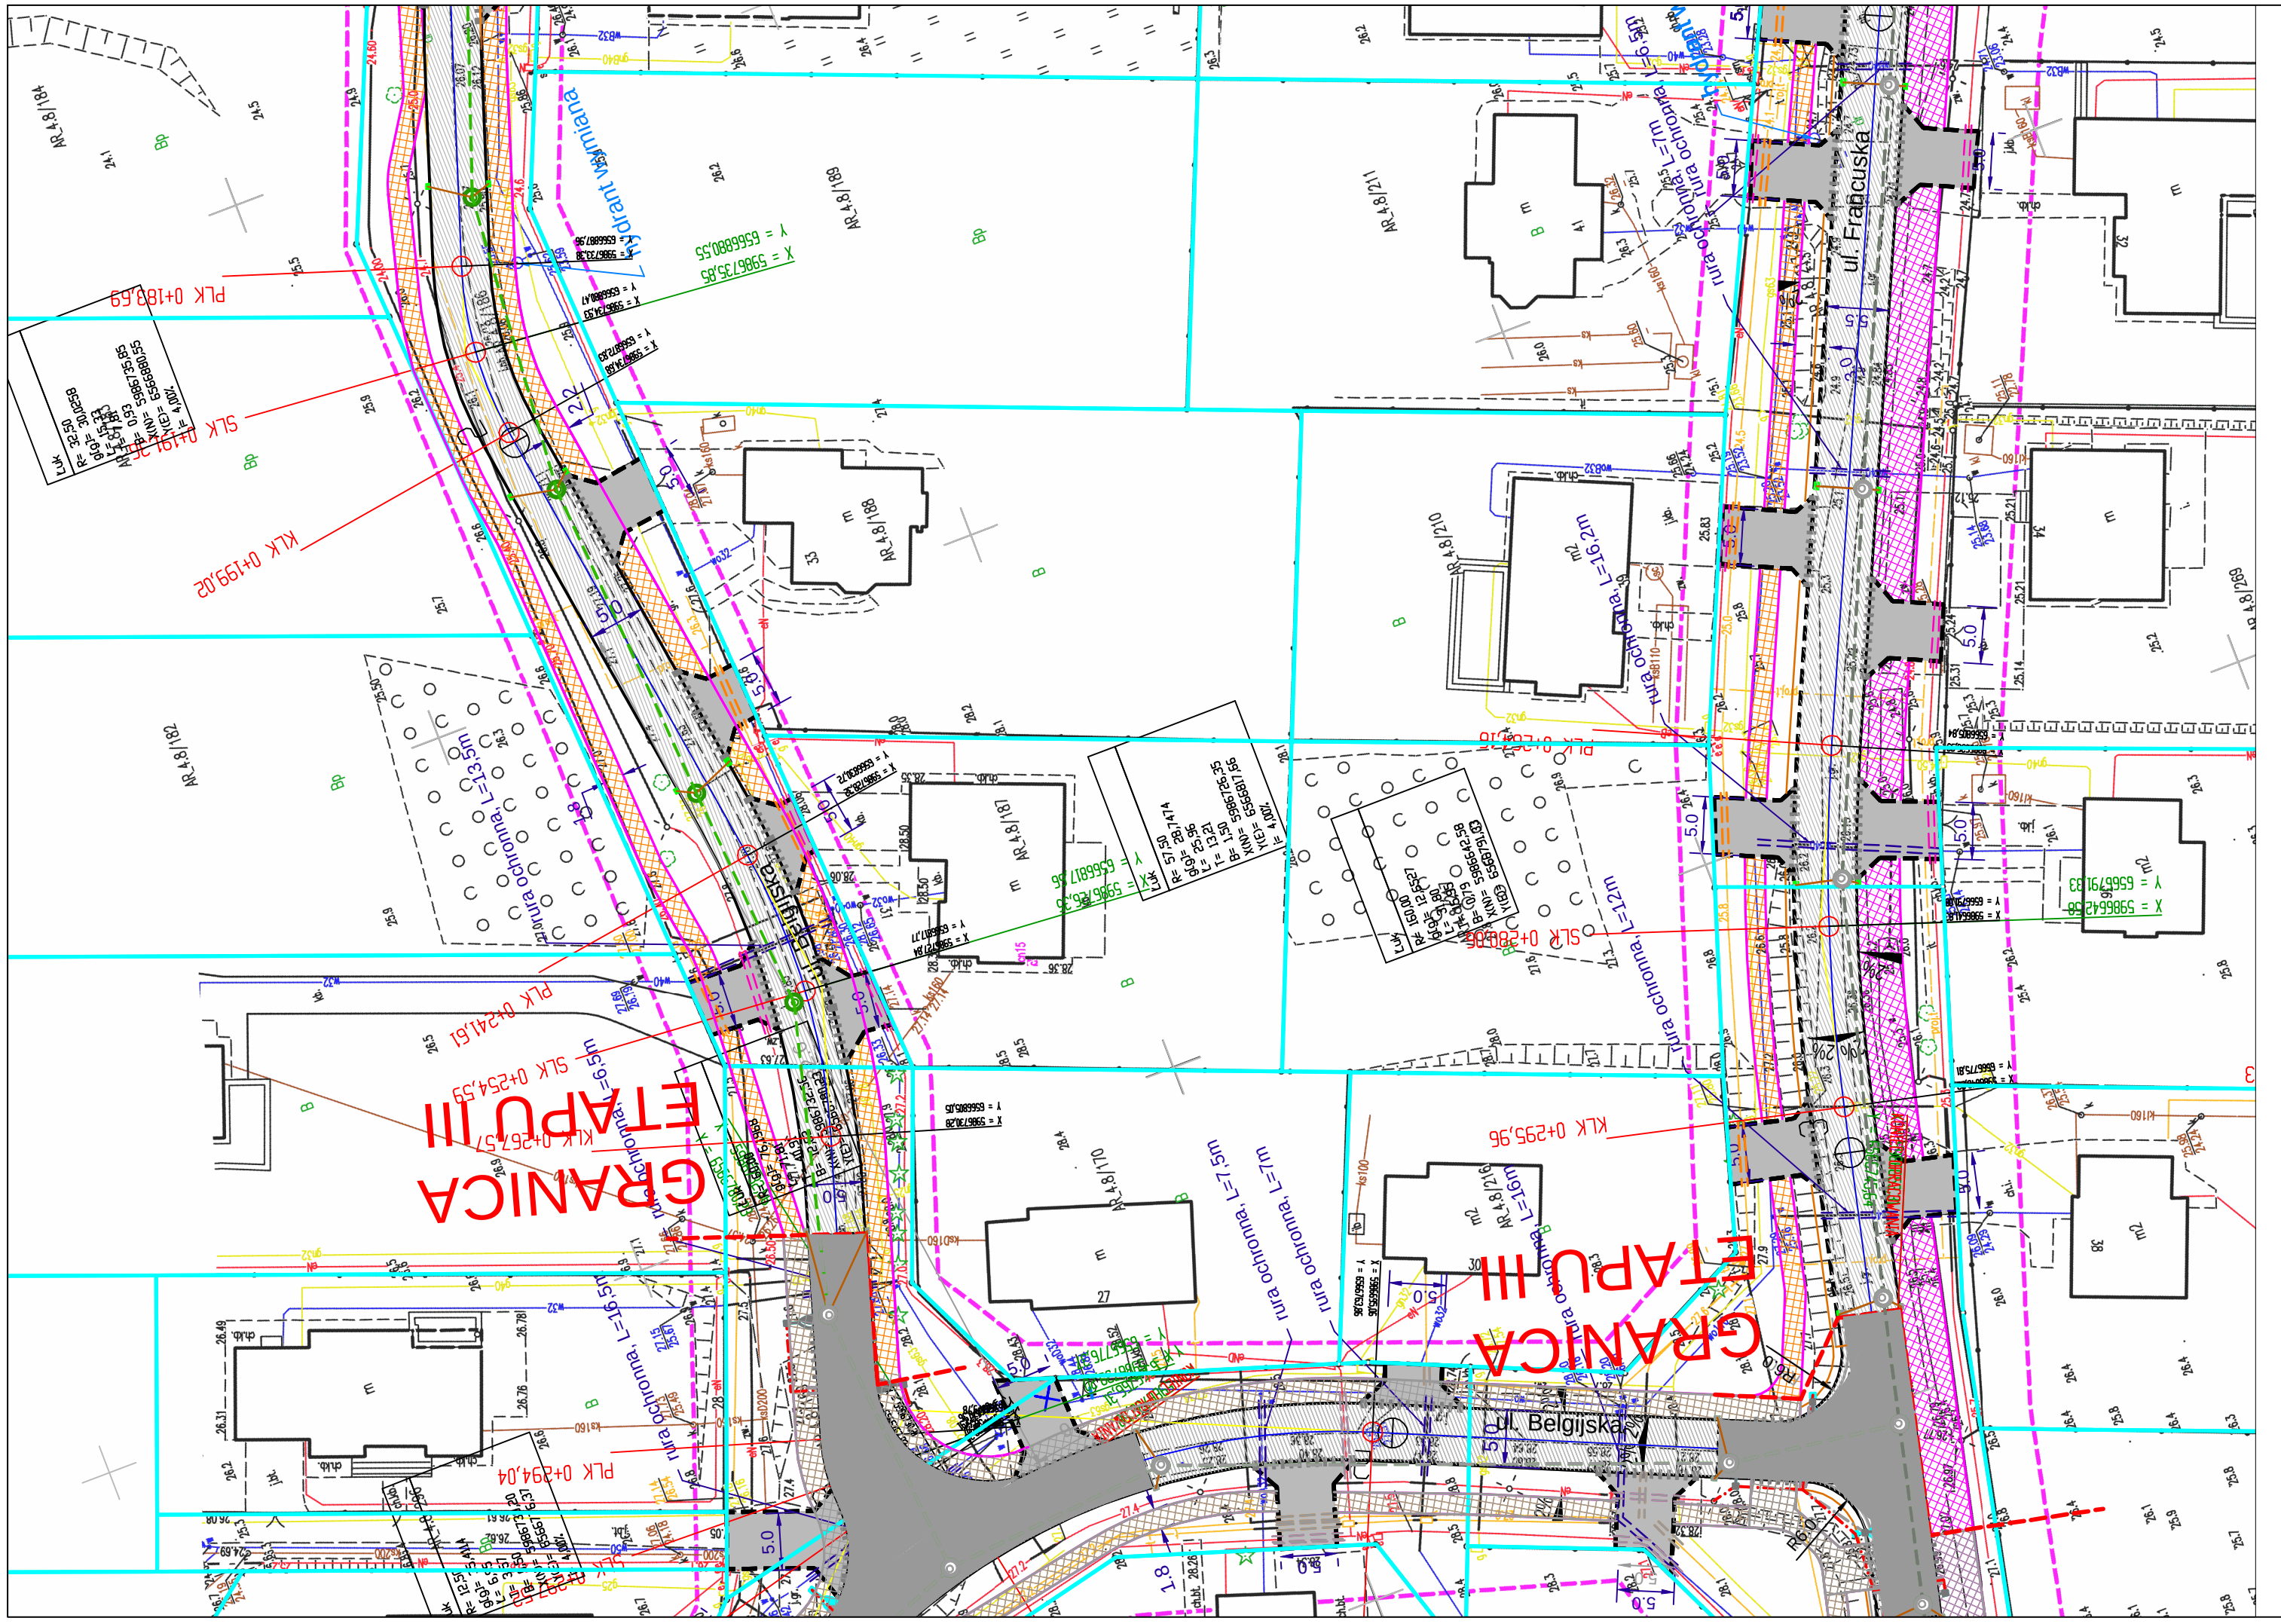

LEGENDA

OZNACZENIA SYMBOLI

proj. krawężnik betonowy 15x30+12

proj. opornik betonowy 12x25

proj. obrzeże betonowe 8x30

proj. krawężnik betonowy 15x30 (obniżony)

proj. kanalizacja deszczowa Ø315 - Ø600

z przykanalikami Ø200, wpustami i studzienkami ściekowymi

proj. kanalizacja deszczowa do wymiany

istn. wodociąg do wymiany - przebieganie

Proj. słup oświetleniowy z oprawą dedykowaną dla prześięd dla

pieszych 45W LED, wysokość zawieszenia oprawy 6m

proj. kabel oświetleniowy YAKXS 4x35 mm²

istn. słup oświetleniowy do przesłania wraz z kablem zasilającym

Nowa lokalizacja słupów oświetleniowych wraz z kablem zasilającym

istn. drzewa do wycinki

istn. kanalizacja deszczowa do demontażu

Projektowany przepust kabli elektrycznych SRS110

Projektowany przepust kabli elektrycznych A110PS

Projektowany przepust kabli teletechnicznych A160PS

wodociąg do likwidacji

Projektowany hydrant DN80

Proj. jezdnia, nawierzchnia bitumiczna

Proj. chodnik, nawierzchnia z kostki bet. 6cm

Proj. droga dla pieszych i dla rowerów, nawierzchnia bitumiczna

Proj. zjazd, nawierzchnia kostka bet. 8cm

Proj. droga, nawierzchnia wymieszana z kostki

bet. 8cm czerwonej bezfazowej

Projekt

Budowa dróg w miejscowości Nowa Wieś Małborska,

sołectwo Wielbark Poligon

Tytuł opracowania

Projekt zagospodarowania terenu - ETAP III

Data opracowania

12/2024

Rys. nr.

2.1.PZT

Skala:

1:500

drogowa

Projektował

M. LECHICKI

21540002

sanitarna

Projektował

W. Piotrowski

36785409

elektryczna

Projektował

M. PROCHNICKI

36785409