


RZUT PARTERU

INSTALACJI WOD.-KAN.

STOGI, gm. MALBORK dz. nr76/7

Skala 1:100

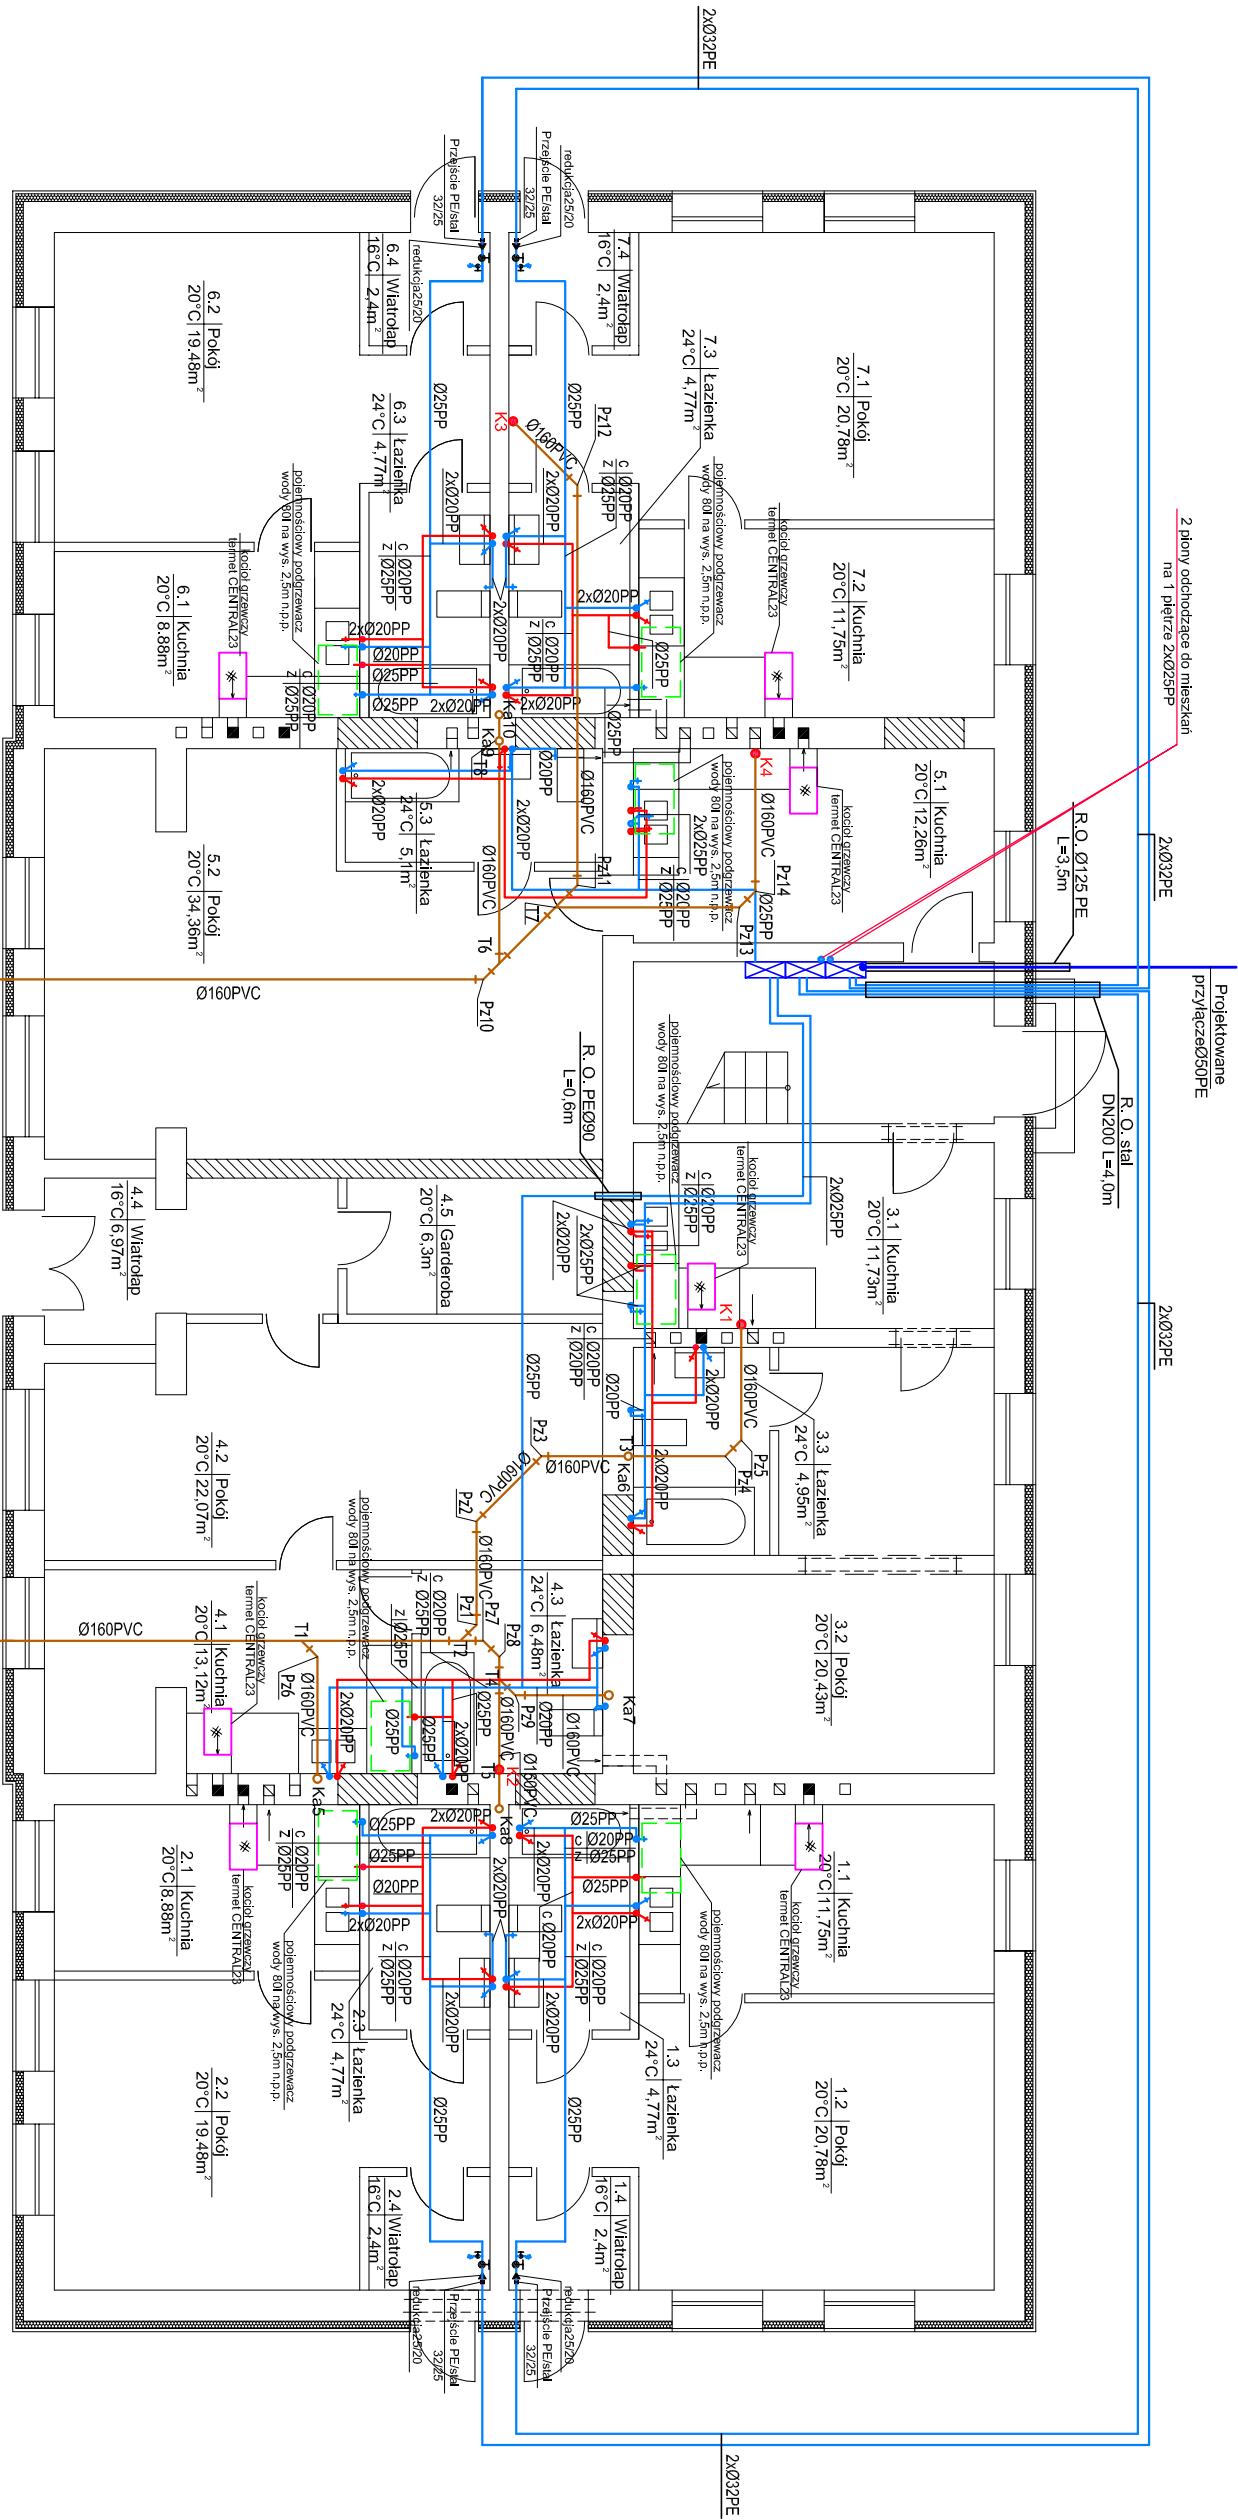

Uwagi!:

Istniejąca studzienka SI

wymaga remontu

- Legenda:**
- K1-K4** Istniejące pion. kan. sanit.
 - Kas-Ka10** Projektowane pion. kan. sanit. (z zaworem automatycznym napowietrzającym—odpowietrzającym)
 - pojemnościowy podgrzewacz wody 80l
 - kocioł grzewczy termat CENTRAL23



BIURO PROJEKTOWO-INSTALACYJNE

82-200 MALBORK Al. Wojska Polskiego 90A/b tel. (0-55) 272-70-81 e-mail: biuro@hydoterm.strefa.pl NIP579-113-23-72

ZADANIE:		Projektant:		Skala	
Budynnek z mieszkaniami socjalnymi		mgr inż. A. Papaj		1:100	
LOKALIZACJA:		Asystent:		Rys.	
Stogi gm. MALBORK dz. nr 76/7		A.Kowalewski		4	
TYTUŁ RYS.		Sprawdził:		Nr. zlecenia	
RZUT INSTALACJI WOD.-KAN.		mgr inż. J. Popławski		8098	
		upr. POM/0139/POOS/04			