


RZUT PARTERU
INSTALACJI C.O.

STOGI, gm. MALBORK dz. nr76/7
Skala 1:100

 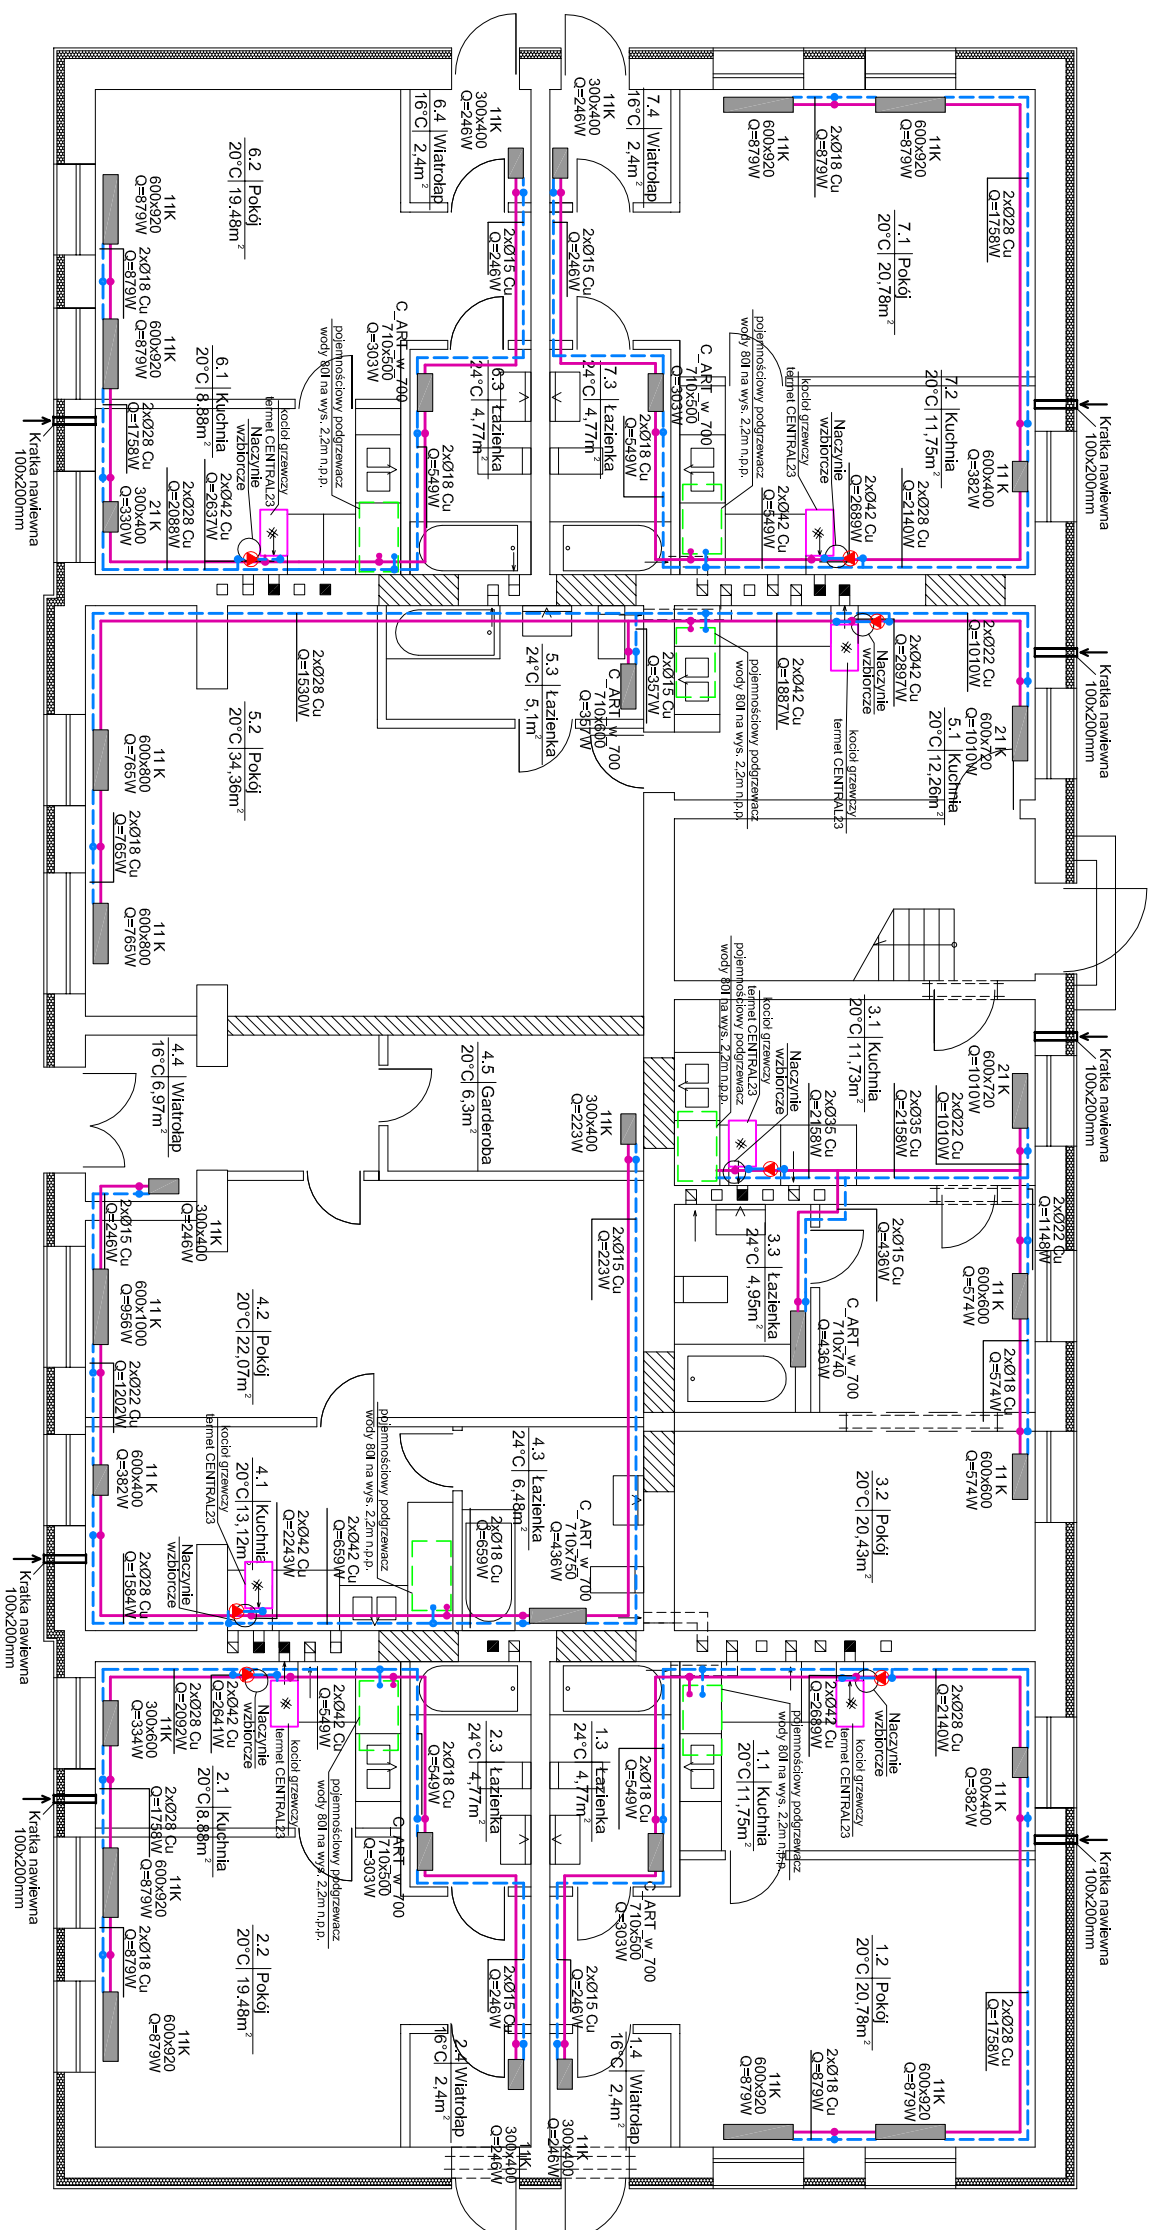


- Legenda:

- zasilanie c.o.
- powrót c.o.
- grzejnik c.o.
- płony c.o.
- pompa obiegowa
- pojemnościowy podgrzewacz wody 80l
- kocioł grzewczy termot CENTRAL23

- Uwaga:

- Zasilanie c.o. prowadzić pod sufitem, natomiast powrót c.o. w posadze
- Pojemnościowy podgrzewacz wody z dodatkową grzałką elektryczną



BIURO PROJEKTOWO - INWESTYCYJNE
82-200 MALBORK Al. Wojska Polskiego 90A/B tel. (0-55) 272-70-61 e-mail: biuro@hydroterm.pl NIP579-13-23-72

ZADANIE: Budynki z mieszkaniami socjalnymi	Projektant: mgr inż. A. Papai upr. 1529/EI/90	Skala 1:100
LOKALIZACJA: Stóg gm. MALBORK dz. nr 76/7	Asystent: A.Kowalewski	Ryś. 3.
TYTUŁ RYS. RZUT PARTERU INSTALACJI C.O.	Sprawdził: mgr inż. J. Popławski upr. POM/0139/P00S/04	Nr. zlecenia 8098