


RZUT PIĘTRA  
skala 1:100


| Nr | Nazwa Powieszczenia | T [°C] | Q [W] |
|----|---------------------|--------|-------|
| 21 | BIURO               | 20     | 17800 |
| 22 | BIURO               | 20     | 19300 |
| 23 | BIURO               | 20     | 9900  |
| 24 | BIURO               | 20     | 12000 |
| 25 | BIURO               | 20     | 8900  |
| 26 | BIURO               | 20     | 11000 |
| 27 | KORYTAŁ             | 20     | 10200 |
| 28 | HOL                 | 20     | 31500 |
| 29 | HOL                 | 20     | 66300 |
| 30 | GAB. DENTYSTYCZNY   | 20     | 23800 |
| 31 | GAB. DENTYSTYCZNY   | 20     | 25400 |
| 32 | W.C.                | 20     | 9000  |
| 33 | POM. GOSPODARCZE    | 12     | 10200 |
| 34 | W.C.                | 20     | 7300  |
| 35 | POM. GOSPODARCZE    | 12     | 10200 |
| 36 | POM. GOSPODARCZE    | 12     | 10200 |
| 37 | SŁUZA               | 20     | 3000  |
| 38 | KORYTAŁ             | 20     | 52000 |
| 39 | GAB. LEKARSKI       | 24     | 24700 |
| 40 | GAB. ZABIEGOWY      | 24     | 25000 |
| 41 | GAB. LEKARSKI       | 24     | 18900 |
| 42 | GAB. LEKARSKI       | 24     | 25200 |
| 43 | PALANIA             | 20     | 8400  |
| 44 | POM. PERSONELU      | 20     | 10200 |
| 45 | MAGAZYN             | 12     | 10200 |

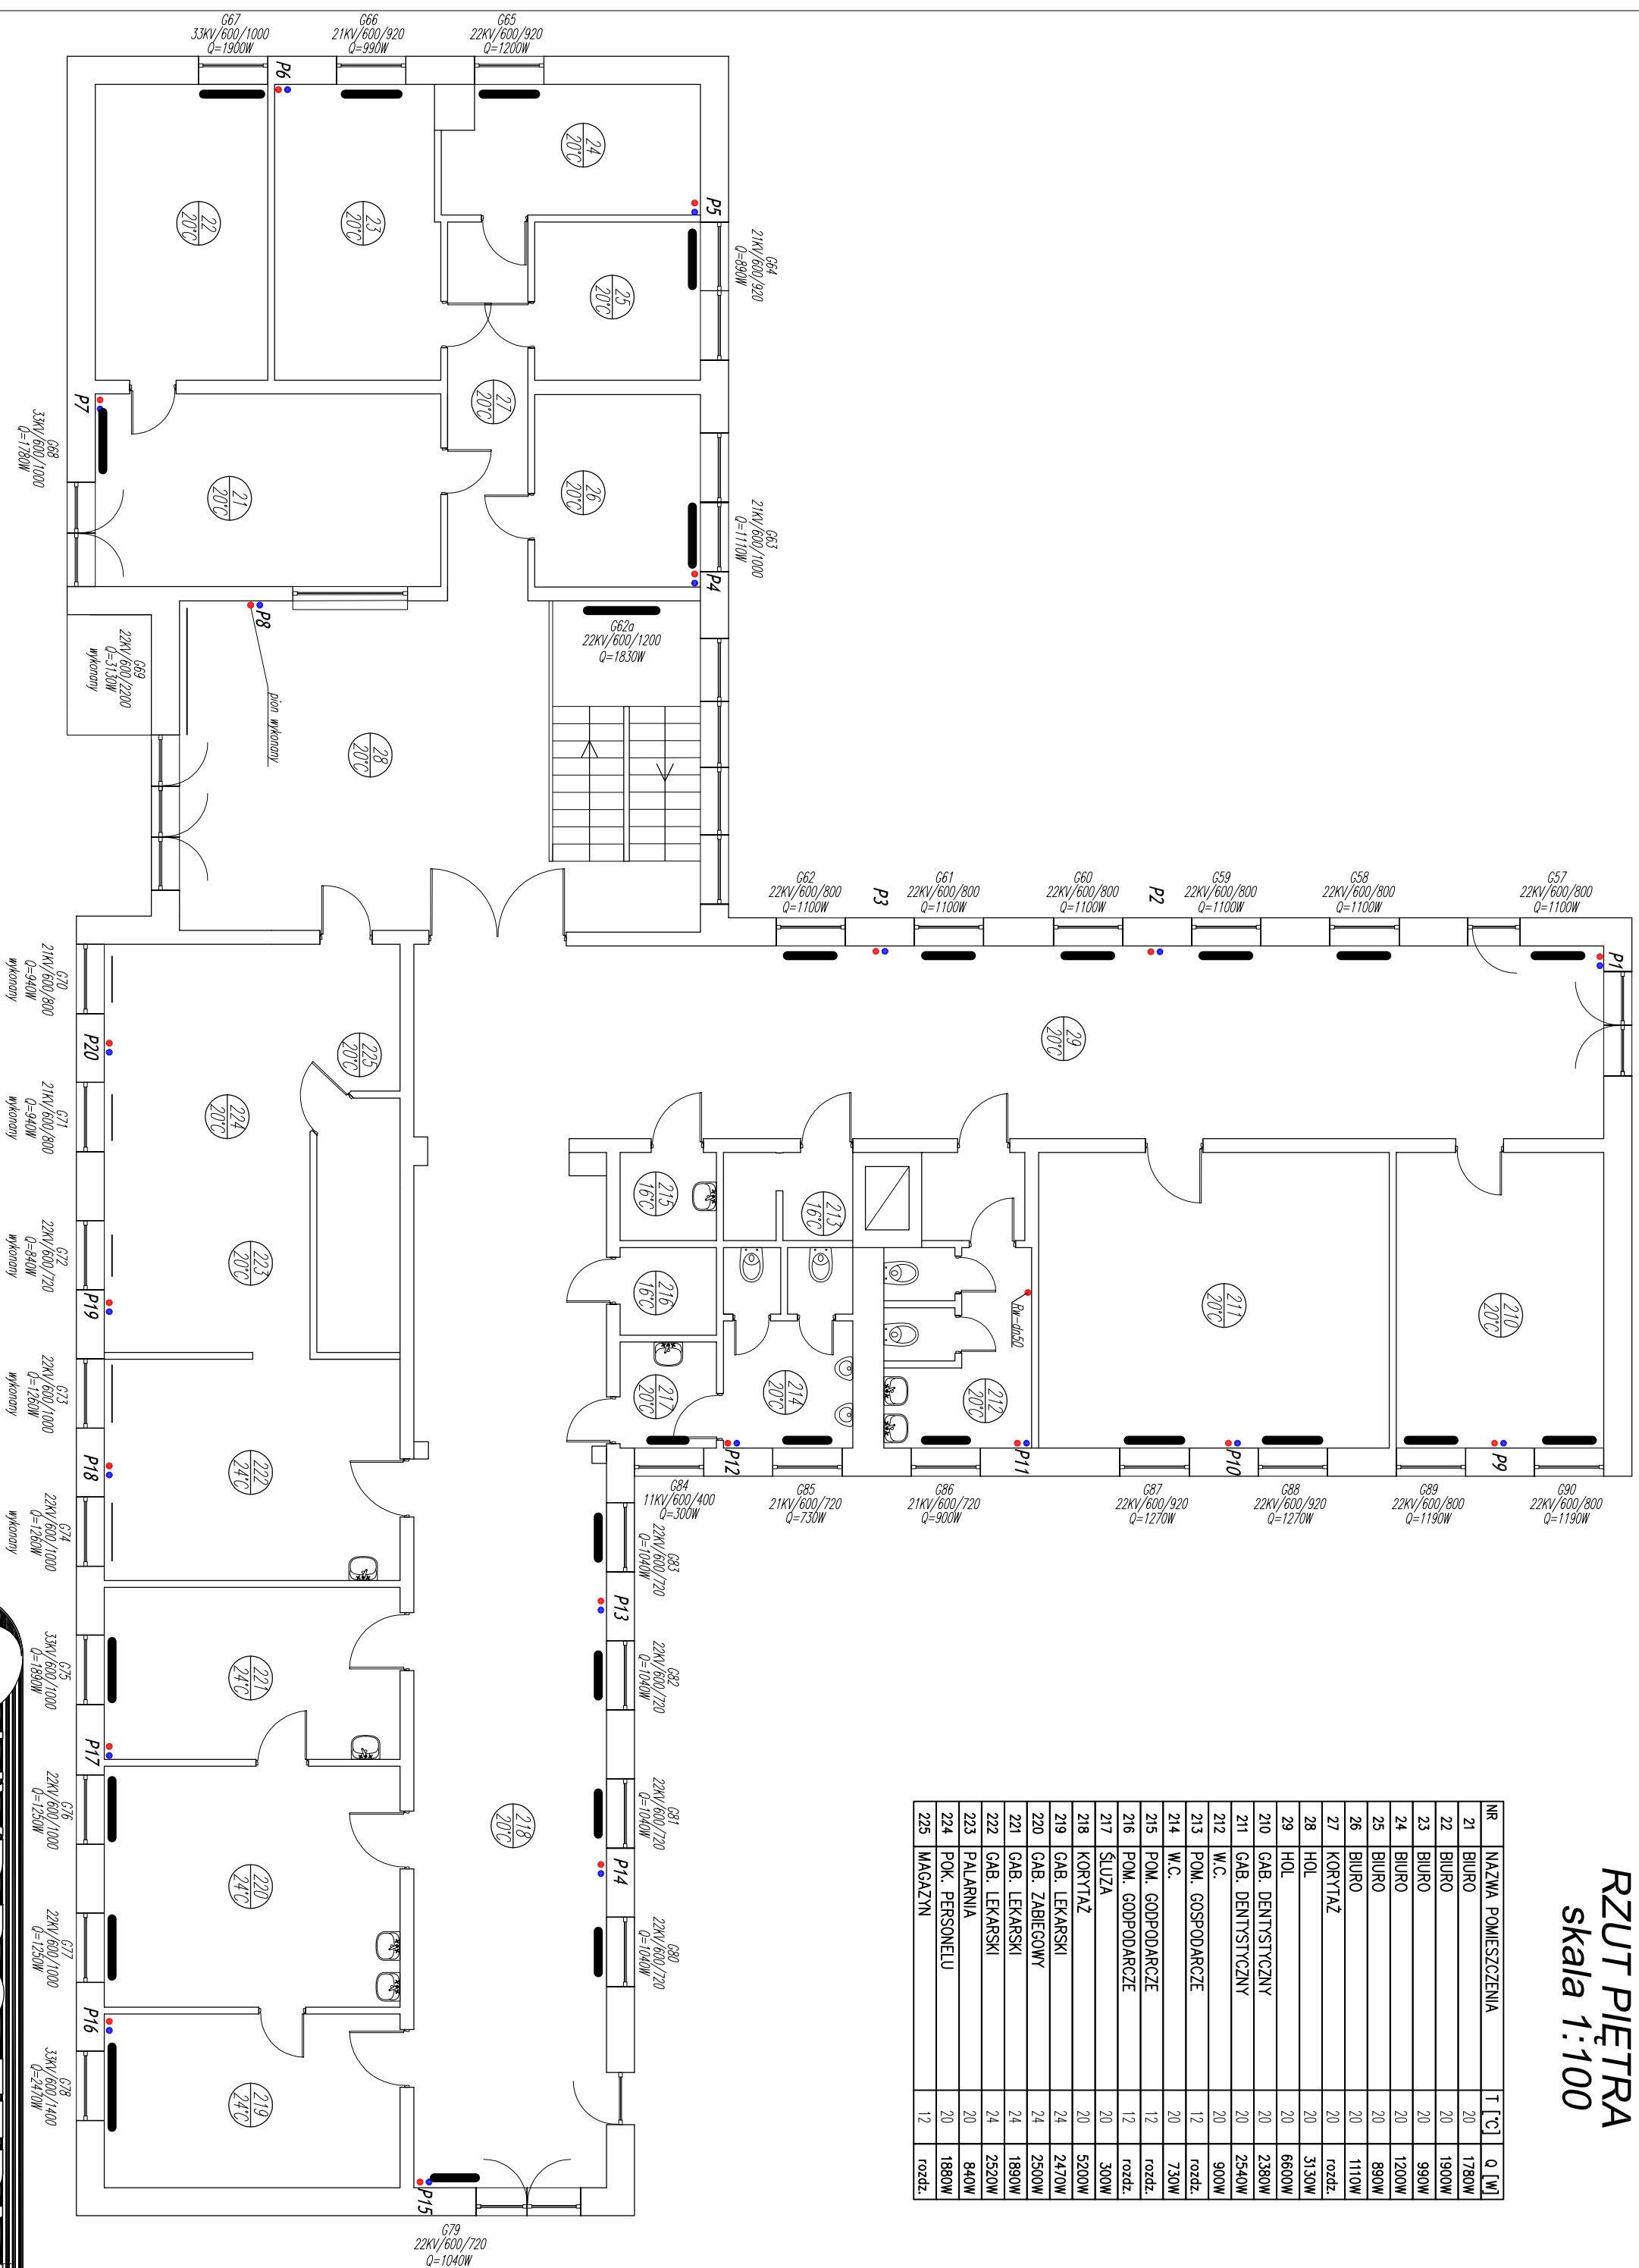

LEGENDA:

-  instalacja centralnego ogrzewania prowadzona pod strypen
-  instalacja ciepła technologicznego

 *P* - pion instalacji c.c.



# HYDROTERM

ul. Piłsudskiego 111  
 01-651 Warszawa

tel. 22 638 11 11  
 fax 22 638 11 12  
 e-mail: biuro@hydroterm.pl  
 NIP 579-115-9257

**ZADANIĘ:**  
 PROJEKT INSTALACJI CENTRALNEGO  
 OGRZEWANIA

**LOKALIZACJA:**  
 MIASTKO UL. SOLIŚNIEGO 1

**TYTUŁ:** RYS.  
 1001/1001

|            |                                                            |              |       |
|------------|------------------------------------------------------------|--------------|-------|
| Projektant | mgr inż. A. Papoń<br>ul. 15 Stycznia 30<br>01-651 Warszawa | Skala        | 1:100 |
| Asystent   | mgr inż. A. Kędra                                          | Rys.         | 4     |
| Sprawdził  | inż. A. Poprawski<br>ul. Północna 139/POSO/04              | M. Zbieciana | -     |