


PLAN SYTUACYJNY
SIEĆ KAN. SANITARNEJ

SKALA 1:50
PRZEPOMPOWNIA ŚCIEKÓW - P
INSTALACJE ELEKTRYCZNE

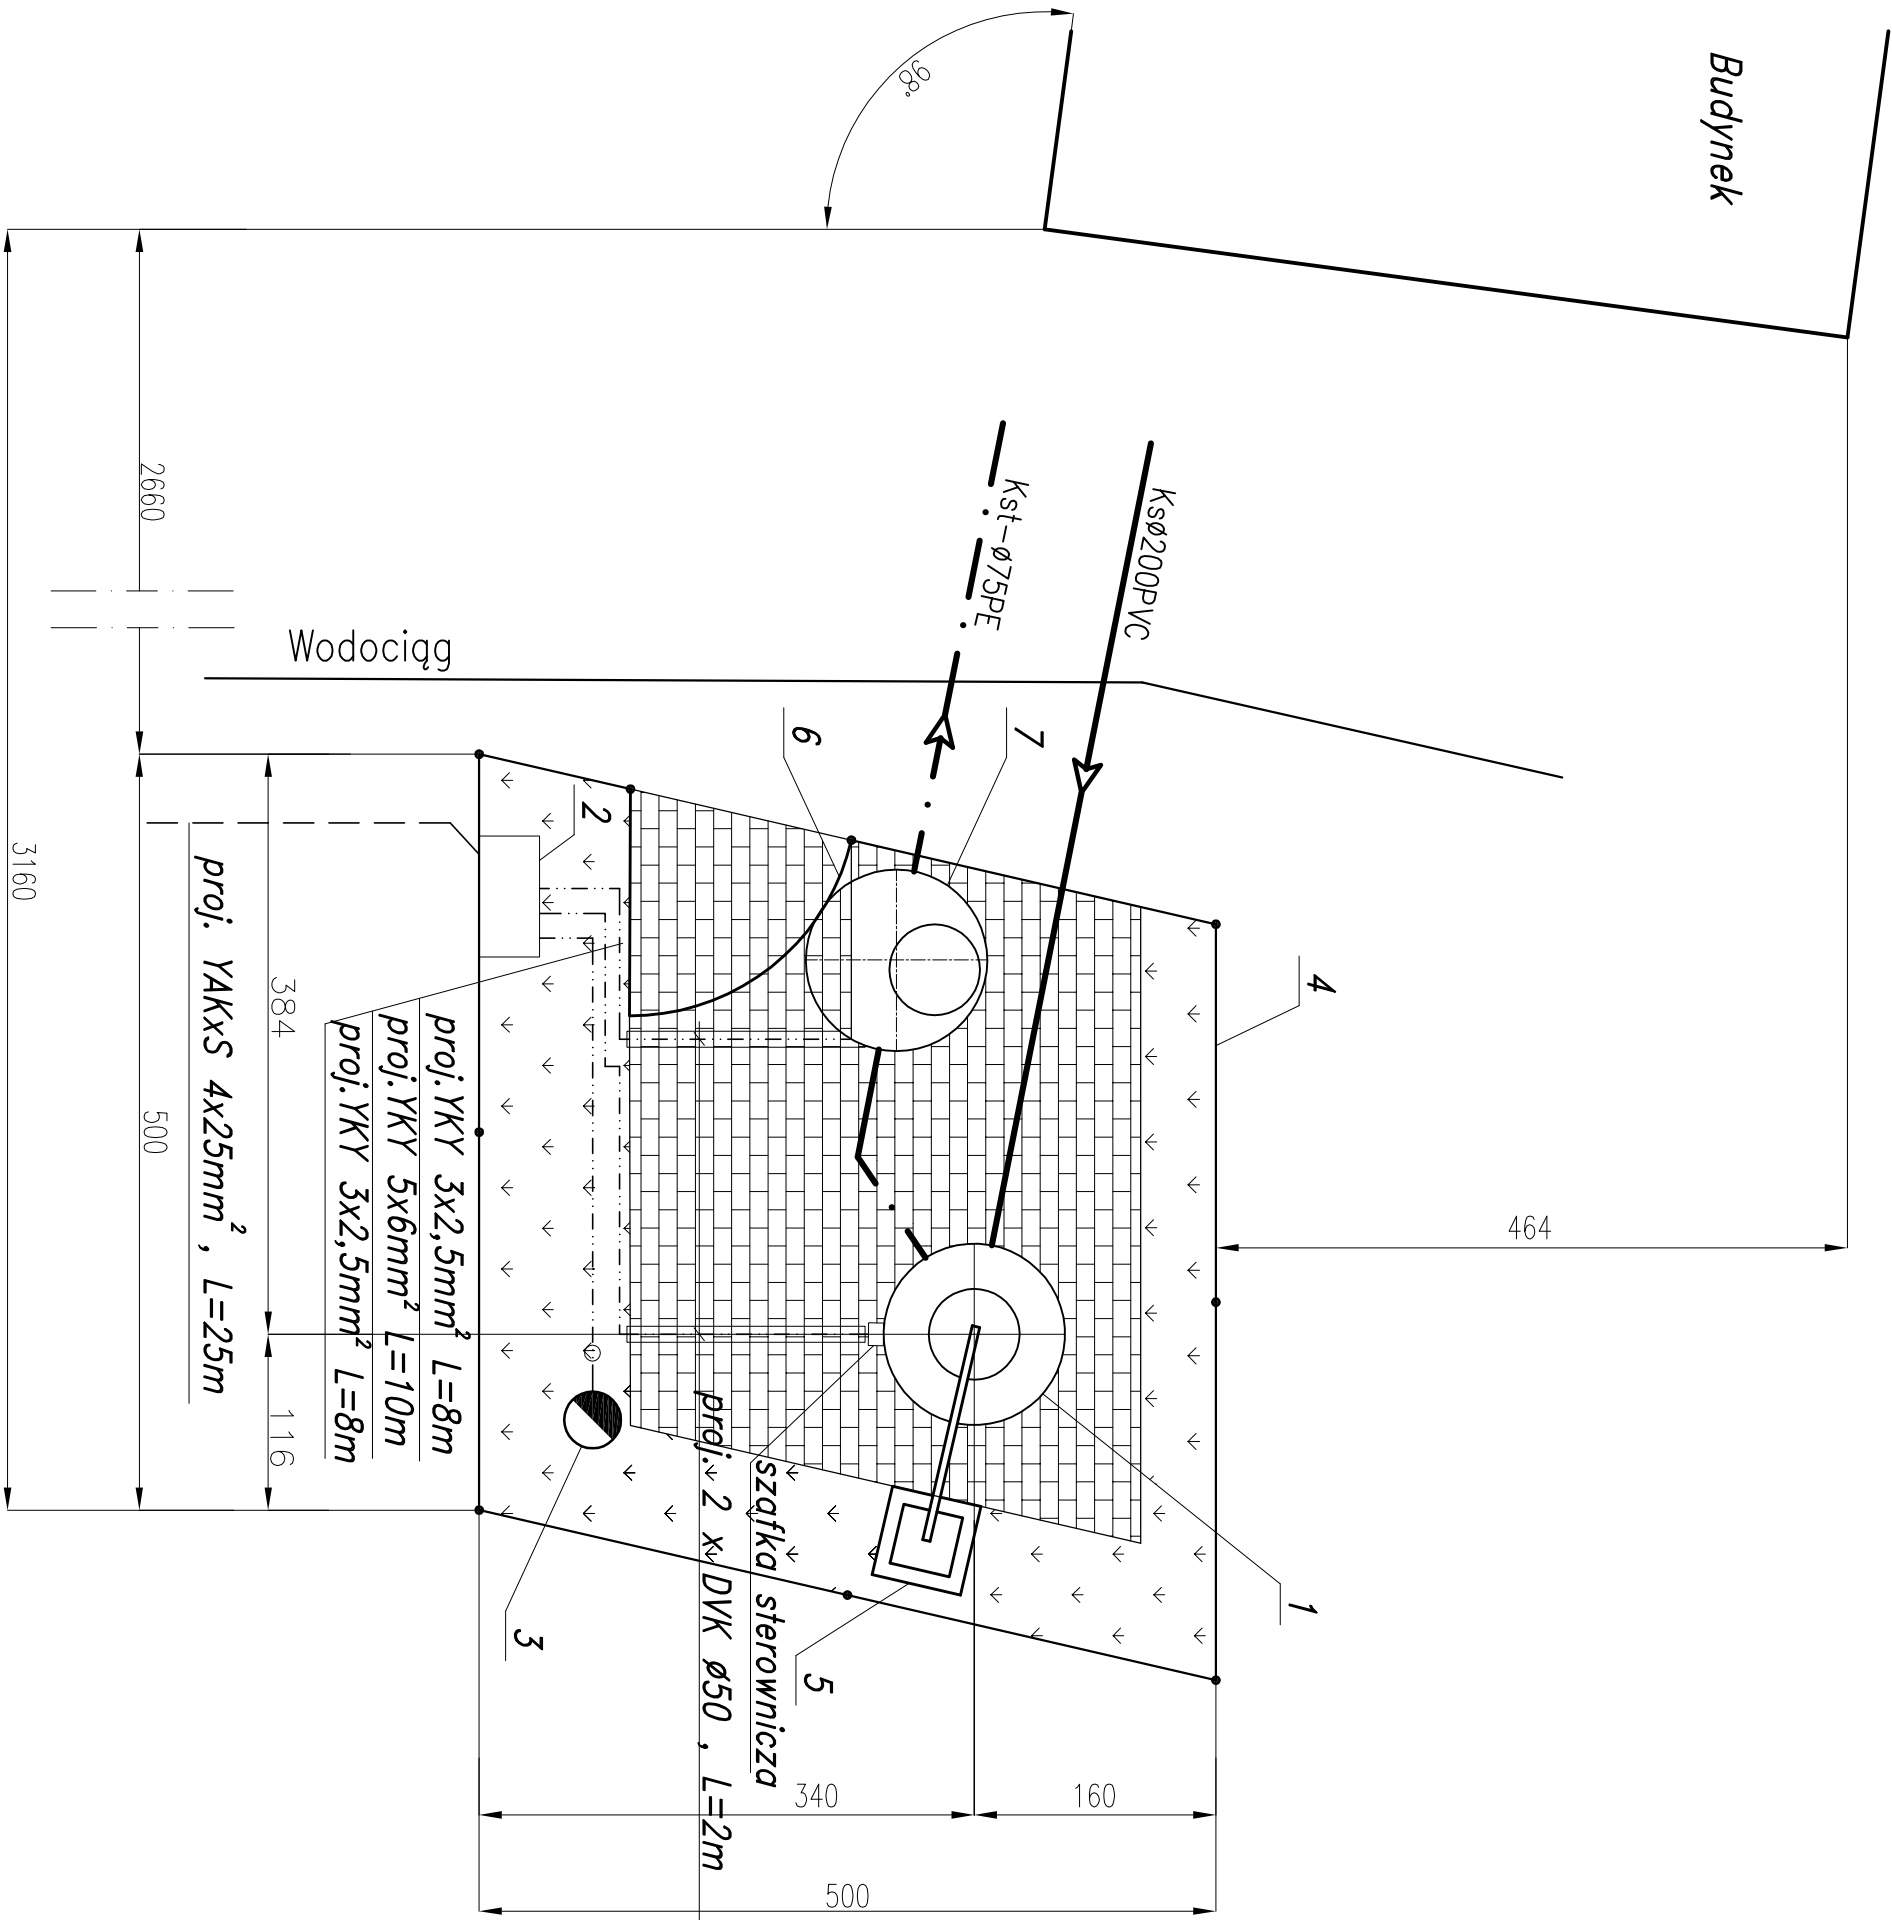

OZNACZENIA:

Polbruk – gr.6cm
w obrzeżu betonowym 8x30cm.

Zieleń – projektowana
nawierzchnia wokół pompowni

1. Projektowana przepompownia ścieków Ø1200
2. Projektowana szafka rozdzielcza eNN
3. Projektowany maszt lampy oświetleniowej S40
4. Projektowane ogrodzenie z siatki
ocynk. h=1,5m na słupkach stalowych Dn 65 mm
5. Żuraw
6. Furtka
7. Studnia pomiarowa

- proj. ogrodzenie
- proj. sieć grawitacyjna
- proj. kolektor tłoczny
- projektowana instalacja elektryczna

82-200 MALBORK Al. Wojska Polskiego 90A/b tel. (56) 272-70-81 e-mail: biuro@hydrotam.sieciel.pl NIP59-113-23-72

ZADANIE: PROJEKT SIECI KANALIZACJI SANITARNEJ GRAWITACyjNO-TŁOCZNEJ	Projektant Inż. T. Dyniek upr. 1693EL/91	Skala 1:50
LOKALIZACJA: MOWA WIEŚ - OS. WIELBARK, GMA MALBORK	Asystent	Nr rys. 2
TYTUŁ RYS. PLAN URZĄDZENIA PRZEPOMPOWNI ŚCIEKÓW	mgr inż. W. Engelgardt upr. POM099/PWOE05	Data Sierpień 2011 Nr zleceń 0215