
 


Budynek

 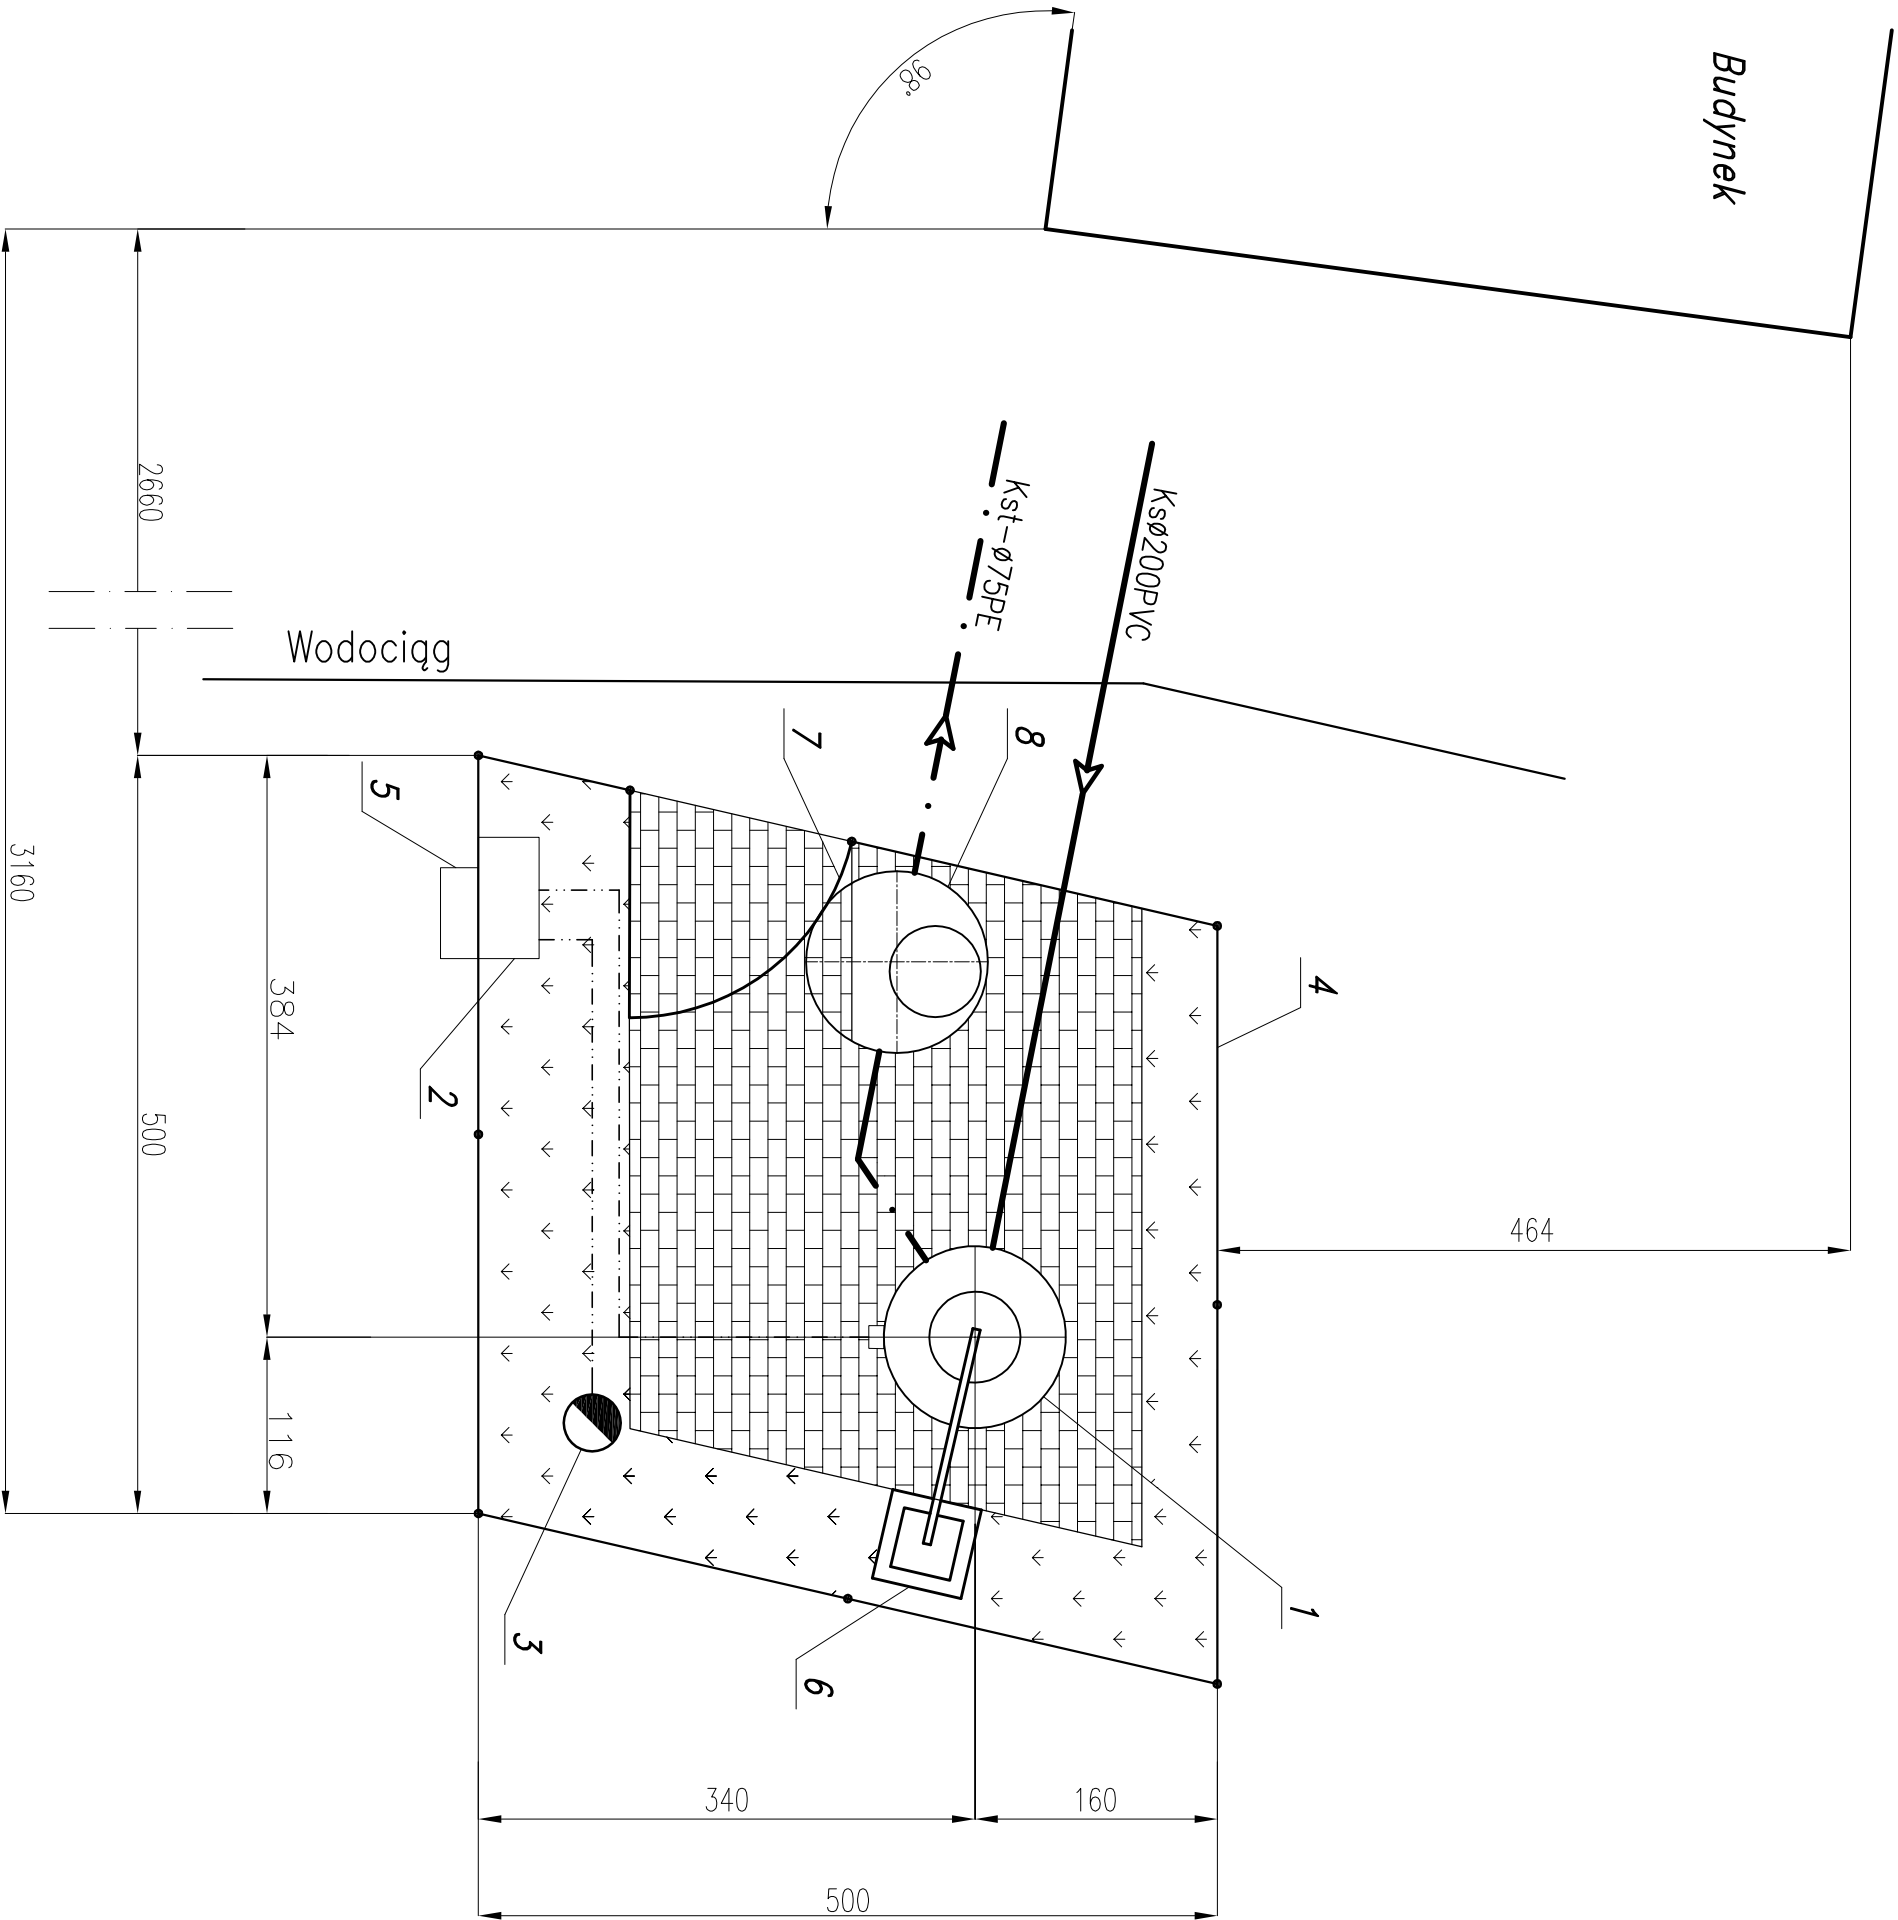


PLAN SYTUACYJNY
SIEĆ KAN. SANITARNEJ
SKALA 1:50
PRZEPOMPOWNIA ŚCIEKÓW - P
INSTALACJE ELEKTRYCZNE

OZNACZENIA:




Polbruk – gr.6cm
w obrzeżu betonowym 8x30cm.



Zieleń – projektowana
powierzchnia wokół pompowni

1. Projektowana przepompownia ścieków $\varnothing 1200$
2. Projektowana szafka rozdzielcza eNV
3. Projektowany maszt lampy oświetleniowej
4. Projektowane ogrodzenie z siatki
ocynk. $h=1,5m$ na słupkach stalowych Dn 65 mm
5. Projektowane złącze kablowe – pomiarowe
6. Żuraw
7. Furtka
8. Studnia pomiarowa

- proj. ogrodzenie
- proj. sieć grawitacyjna
- . - proj. kolektor tłoczny
- - - - - projektowana instalacja elektryczna

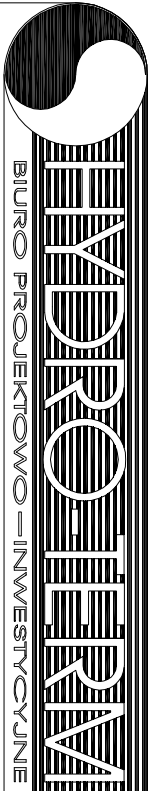

BIURO PROJEKTOWO-INWESTYCYJNE

82-200 MALBORK Al. Wojska Polskiego 90A/b tel. (65) 272-70-81 e-mail: biuro@hydrotech.sreftaj.np579-13-23-72		Skala 1:50	
ZADANIE: PROJEKT SIECI KANALIZACJI SANITARNEJ		Projektant mgr inż. A. Papaj	
PROJEKTOWANIE SANITARNEJ KANALIZACJI		sanitarna upr. 1529/EU/90	
LOKALIZACJA:		Asystent	
NOWA WIEŚ - OS. WIELBARK, G.MALBORK		tech. K. Zehnert	
TYTUŁ RYS.		Data stycznia 2011	
PLAN URZĄDZENIA PRZEPOMPOWNI ŚCIEKÓW		Sprawdzający upr. FOM/0139/POOS/04	
		Nr zlecenia 0215	